

## ГЕНЕРАЛЬНЫЙ ПЛАН САНКТ-ПЕТЕРБУРГА


*СХЕМА РАЗМЕЩЕНИЯ И РАЗВИТИЯ НА РАСЧЕТНЫЙ СРОК РЕАЛИЗАЦИИ ГЕНЕРАЛЬНОГО ПЛАНА И ПРОГНОЗИРУЕМЫЙ ПЕРИОД ОСНОВНЫХ ОБЪЕКТОВ  
КАПИТАЛЬНОГО СТРОИТЕЛЬСТВА ИНЖЕНЕРНОЙ ИНФРАСТРУКТУРЫ ФЕДЕРАЛЬНОГО, РЕГИОНАЛЬНОГО И МЕСТНОГО ЗНАЧЕНИЯ*

масштаб 1:50000

Санкт-Петербург

2005

СХЕМА РАЗВИТИЯ  
СИСТЕМЫ ГАЗОСНАБЖЕНИЯ  
САНКТ-ПЕТЕРБУРГА

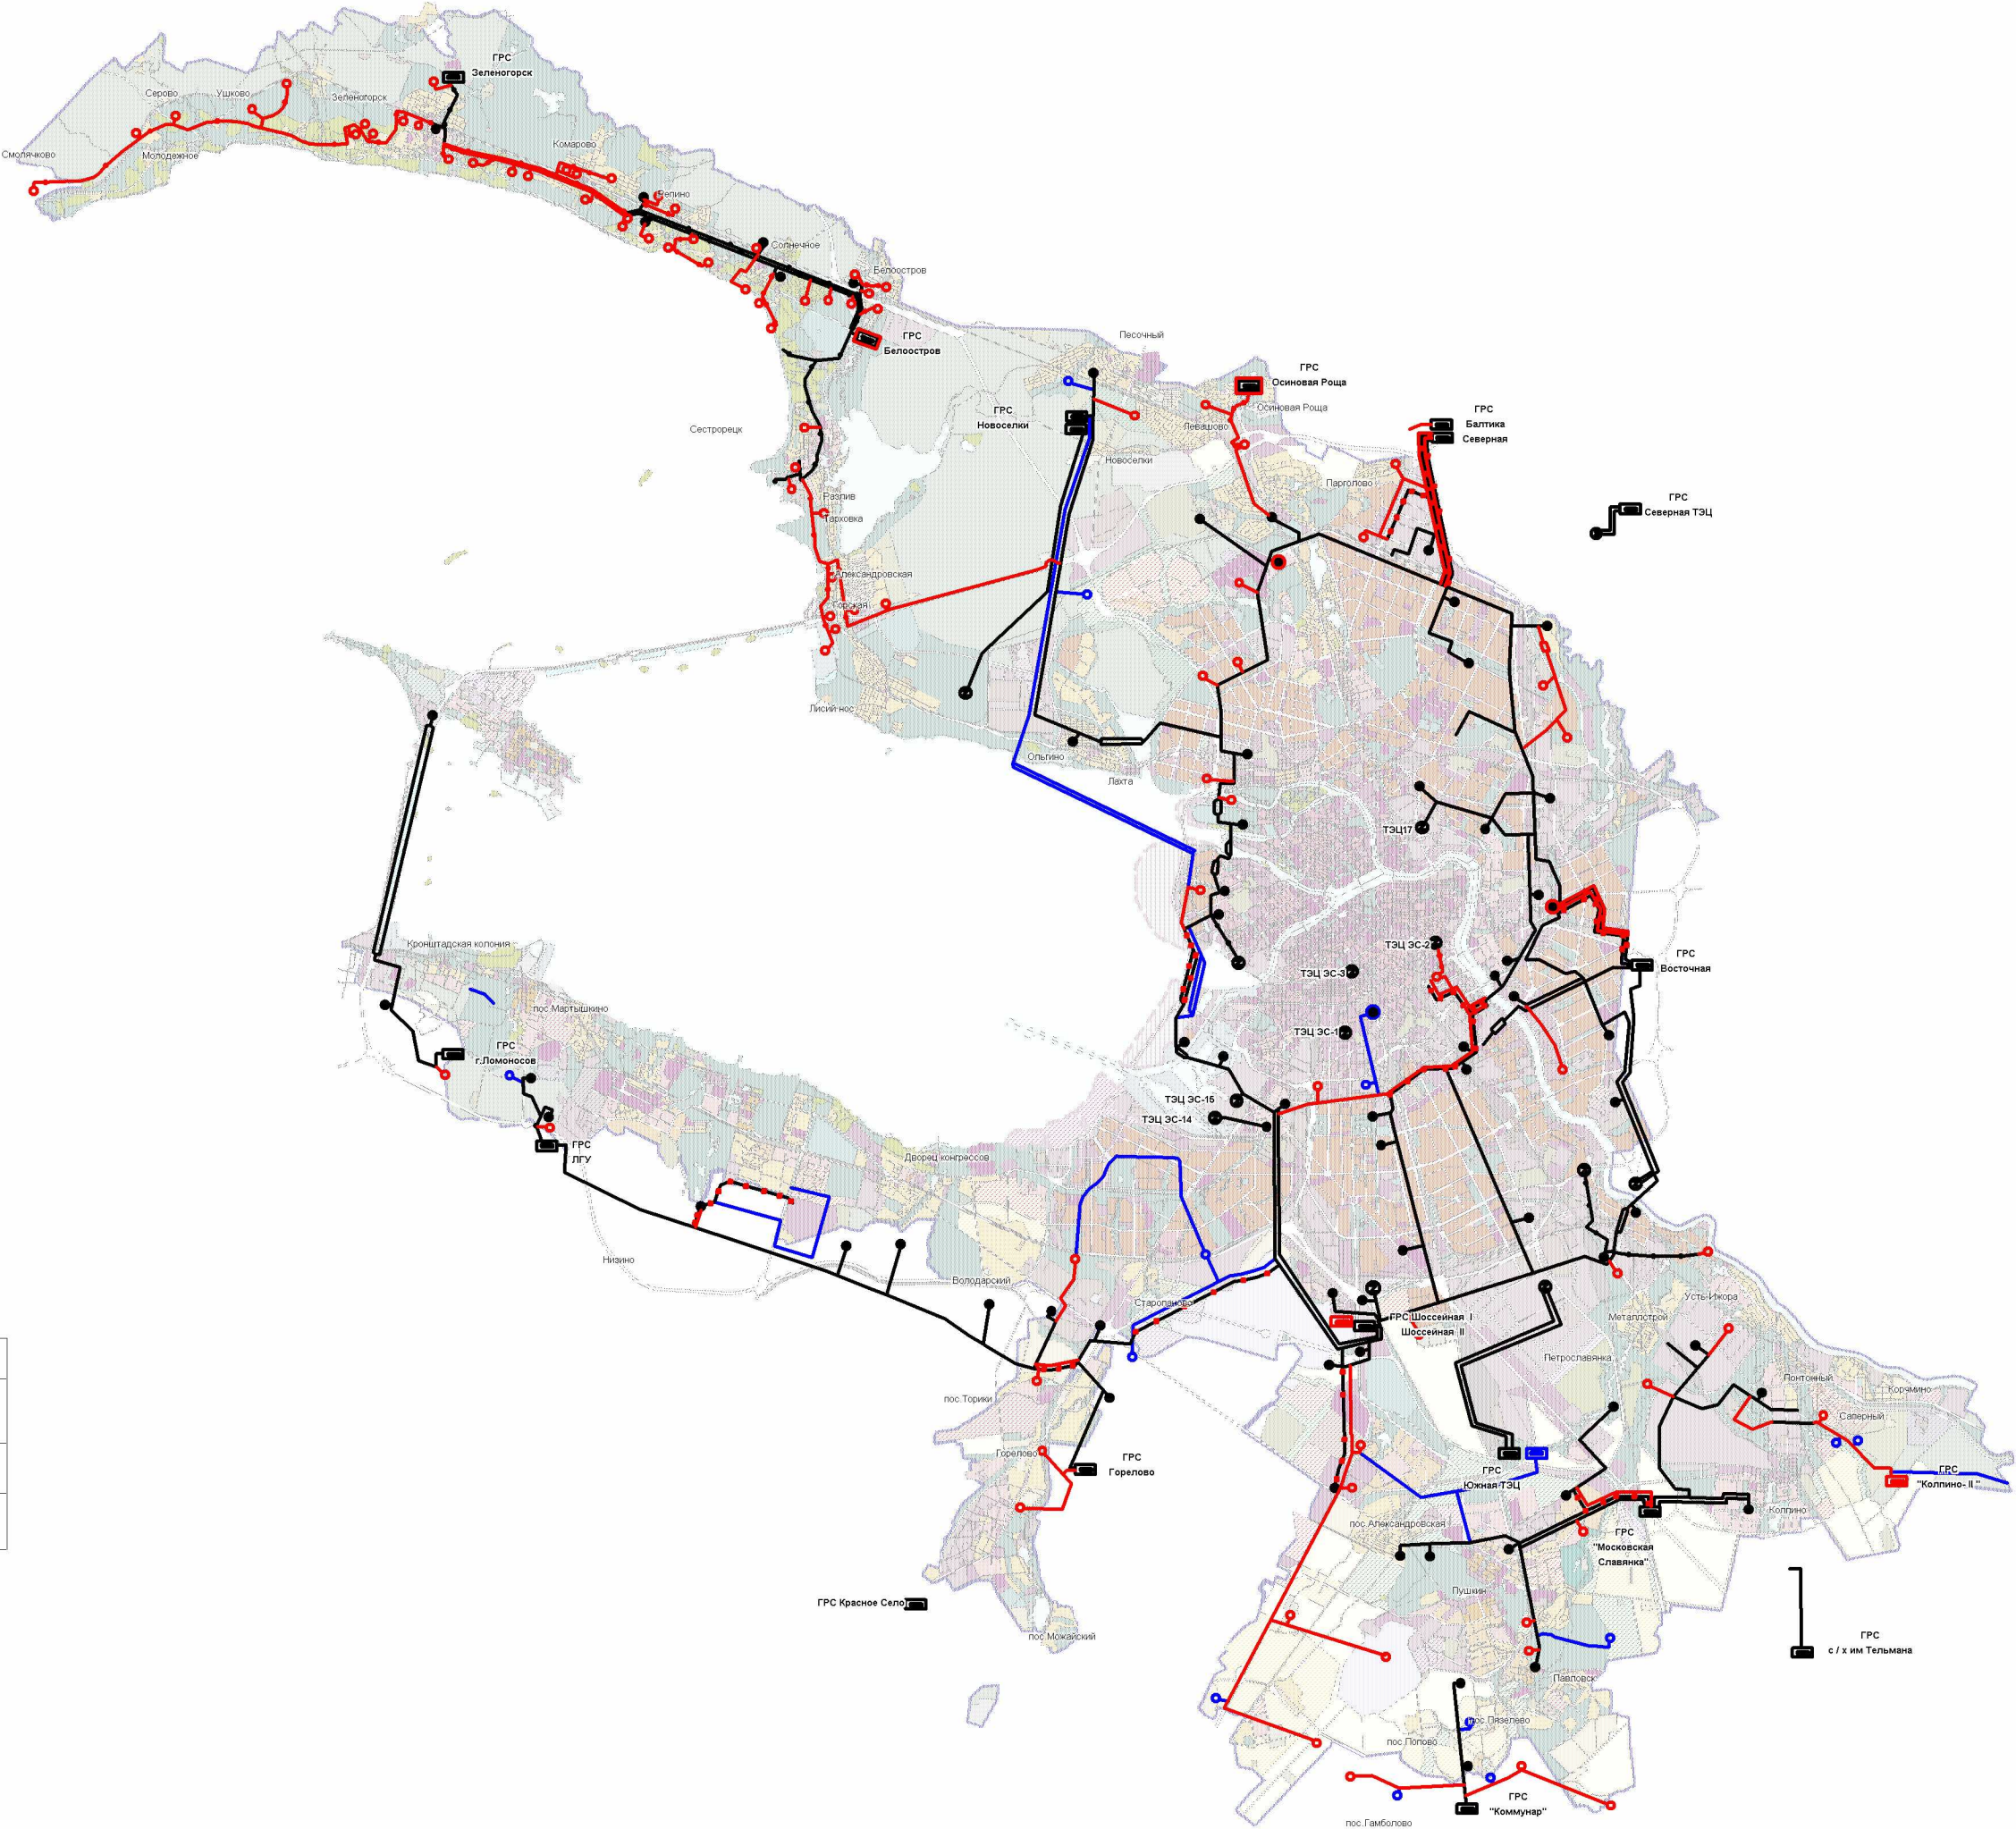

Условные обозначения

| Сооружения системы газоснабжения                                                    |                                                                                     |                                                                                     |                                                                                     |                                                                                     |                                          |
|-------------------------------------------------------------------------------------|-------------------------------------------------------------------------------------|-------------------------------------------------------------------------------------|-------------------------------------------------------------------------------------|-------------------------------------------------------------------------------------|------------------------------------------|
| существующие                                                                        | намечаемые                                                                          |                                                                                     | реконструируемые                                                                    |                                                                                     |                                          |
|                                                                                     | на 2015                                                                             | на 2025                                                                             | на 2015                                                                             | на 2025                                                                             |                                          |
|  |  |  |  |                                                                                     | Газораспределительная станция (ГРС)      |
|  |  |  |                                                                                     |  | Газорегуляторный пункт высокого давления |
|  |  |  |  |                                                                                     | Газопровод высокого давления (1,2 МПа)   |
|  |  |  |                                                                                     |                                                                                     | Газопровод высокого давления (0,6 МПа)   |



## СХЕМА РАЗВИТИЯ СИСТЕМЫ ТЕПЛОСНАБЖЕНИЯ САНКТ-ПЕТЕРБУРГА



Теплоэлектростанции:


-  существующие
-  новая теплоэлектроцентраль
-  реконструируемые на 2010 год
-  реконструируемые на 2015 год

КОТЕЛЬНЫЕ:

- |                                                                                     |                              |
|-------------------------------------------------------------------------------------|------------------------------|
|  | существующие                 |
|  | реконструируемые на 2010 год |
|  | реконструируемые на 2015 год |
|  | намечаемые на 2010 год       |
|  | намечаемые на 2015 год       |

ТЕПЛОВЫЕ СЕТИ:

-  Сети магистральные Ленэнерго
-  Сети распределительные Ленэнерго
-  Сети распределительные государственного унитарного предприятия "Топливо-энергетический комплекс"
-  Намечаемые на 2015 год

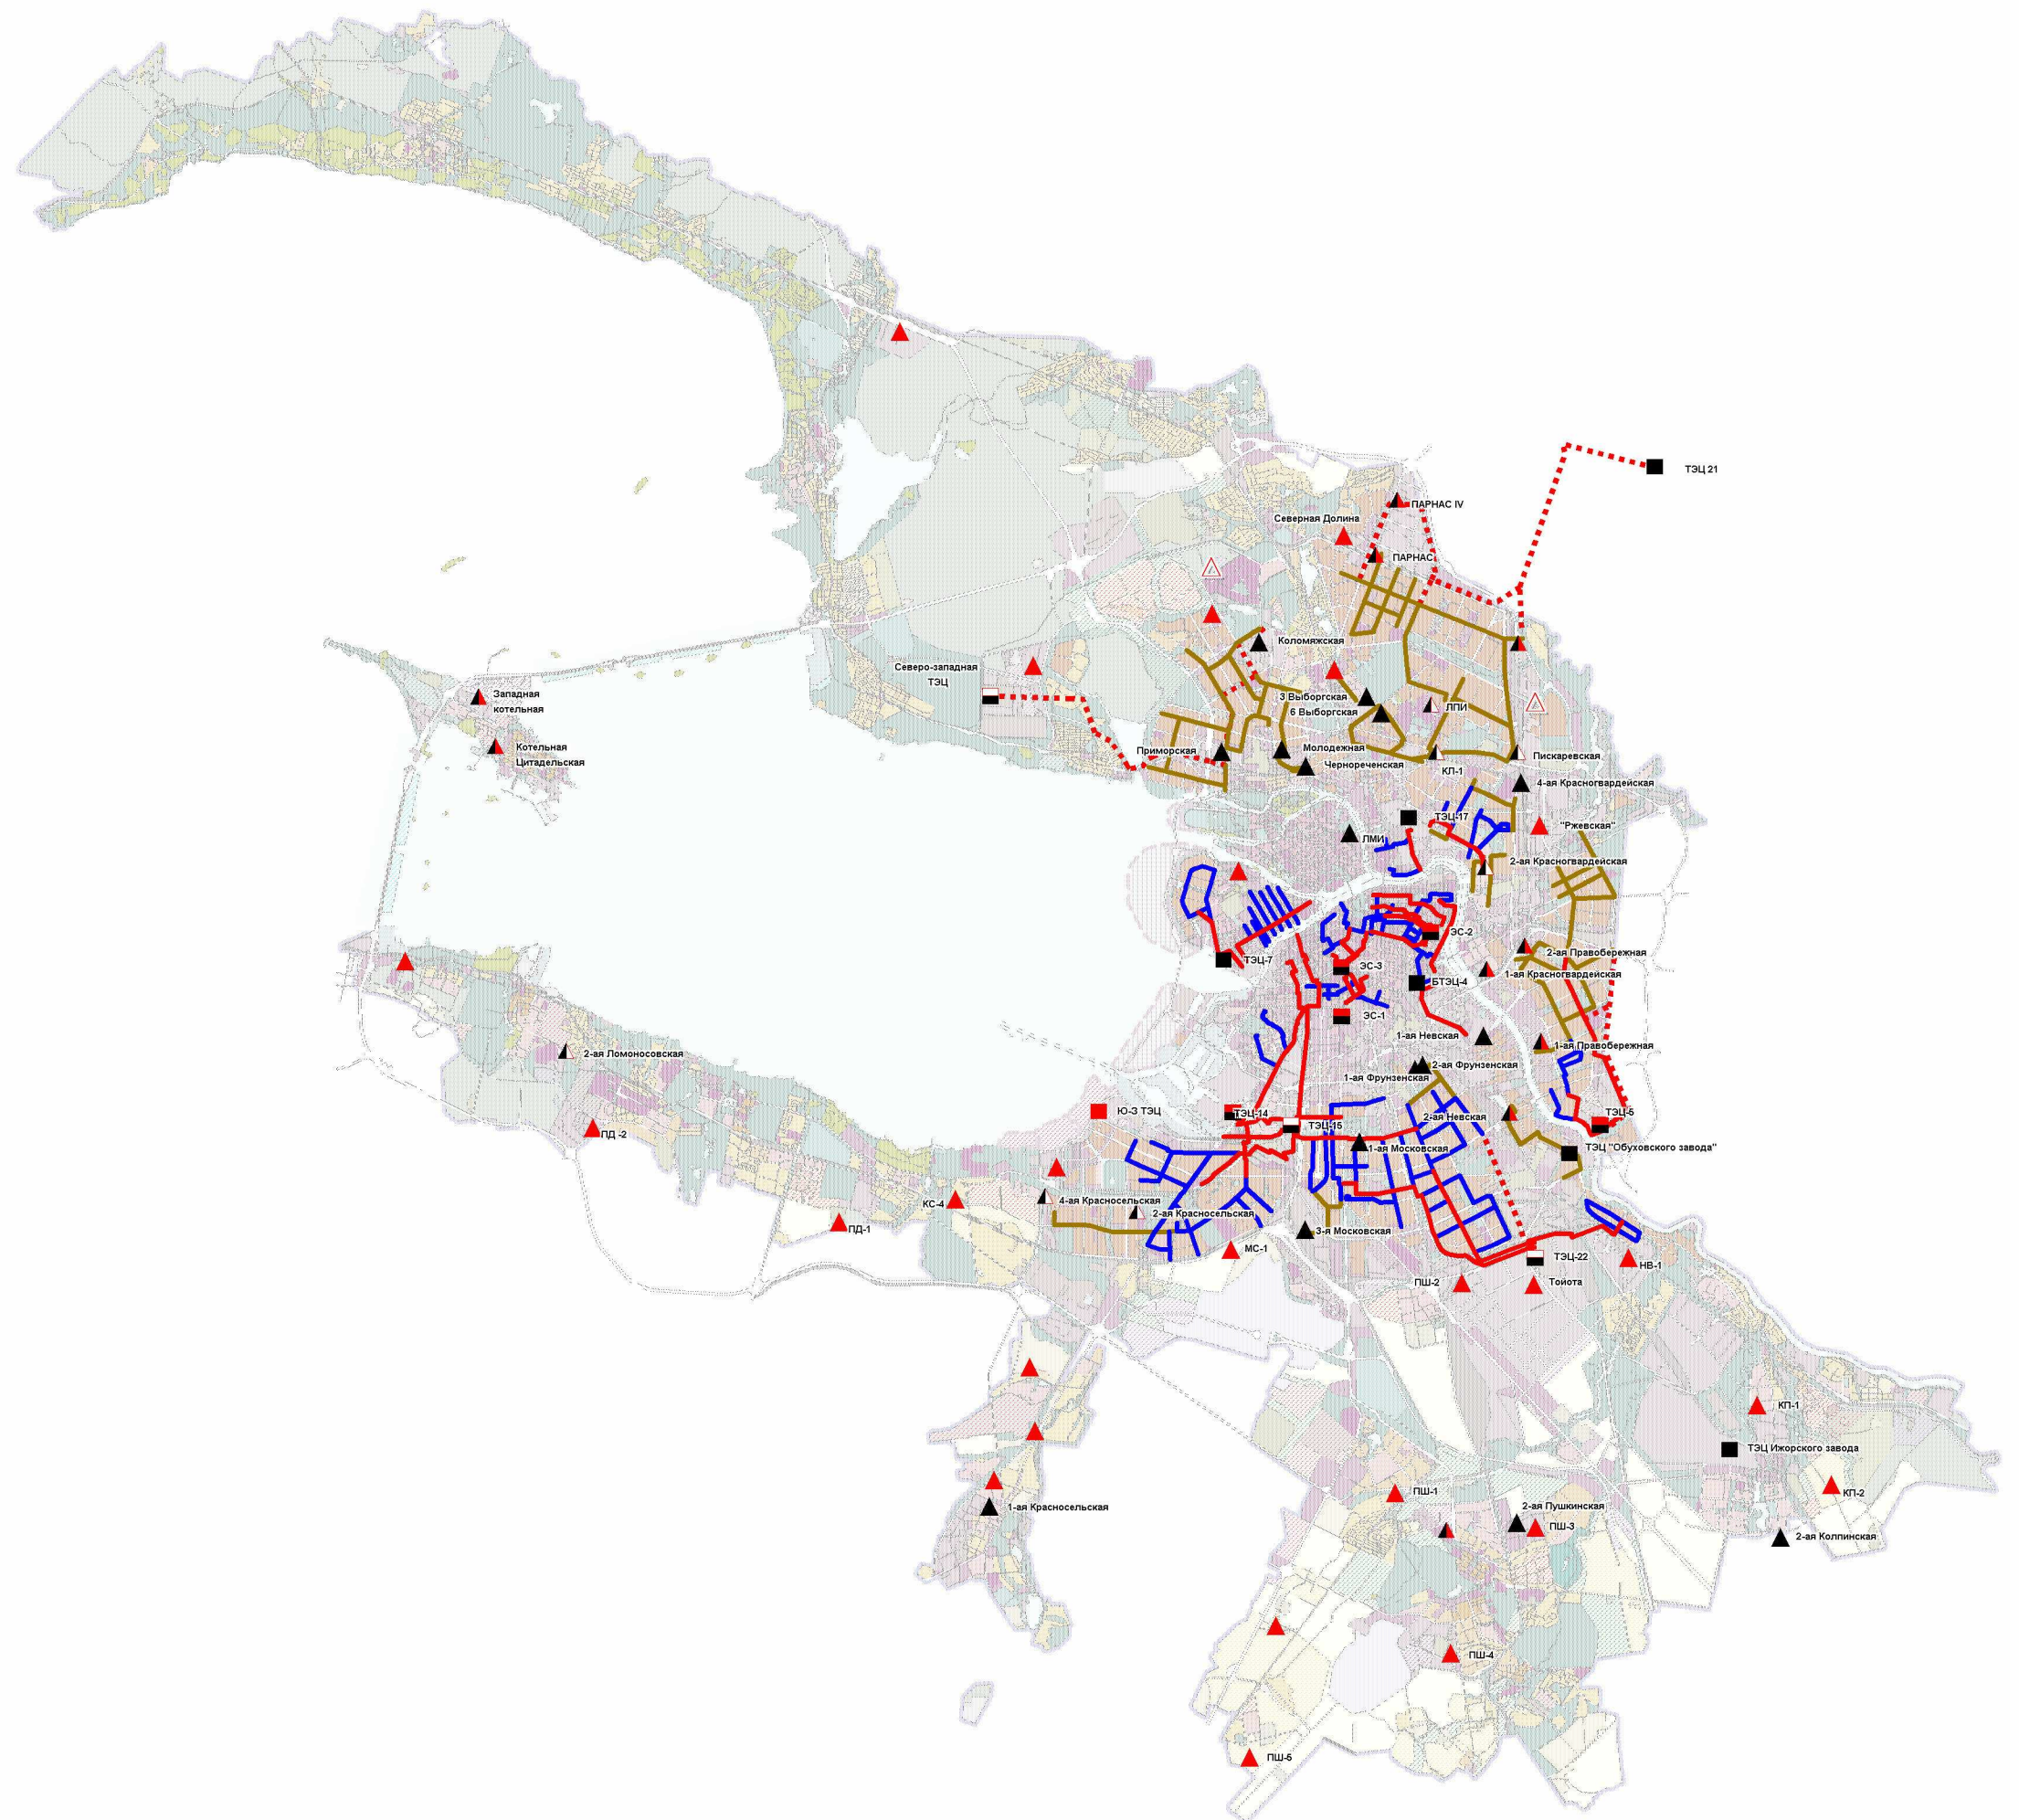



## СХЕМА РАЗВИТИЯ СИСТЕМЫ ЭЛЕКТРОСНАБЖЕНИЯ САНКТ-ПЕТЕРБУРГА



Теплоэлектроцентрали:

-  существующие
-  новая теплоэлектроцентраль
-  реконструируемые на 2010 год
-  реконструируемые на 2015 год

ЭЛЕКТРОПОДСТАНЦИИ 330 KW:

-  существующие
-  реконструируемые на 2010 год
-  новое строительство на 2015 год

ЭЛЕКТРОПОДСТАНЦИИ 220 KW:

-  существующие
-  перевод на 330 KW
-  реконструируемые на 2010 год
-  новое строительство на 2015 год

ЭЛЕКТРОПОДСТАНЦИИ 110 KW:

-  существующие
-  реконструируемые на 2010 год
-  новое строительство на 2015 год

КАБЕЛЬНЫЕ ЛИНИИ 330 KW:

- новое строительство на 2010 год  
— новое строительство на 2015 год

КАБЕЛЬНЫЕ ЛИНИИ 220 КВ:


- \_\_\_\_\_ новое строительство на 2015 год

КАБЕЛЬНЫЕ ЛИНИИ 110 КВ:

- — — существующие  
— — — новое строительство на 2015 год


ЛИНИИ ЭЛЕКТРОПЕРЕДАЧ:

-  330 kW  
 220 kW  
 110 kW

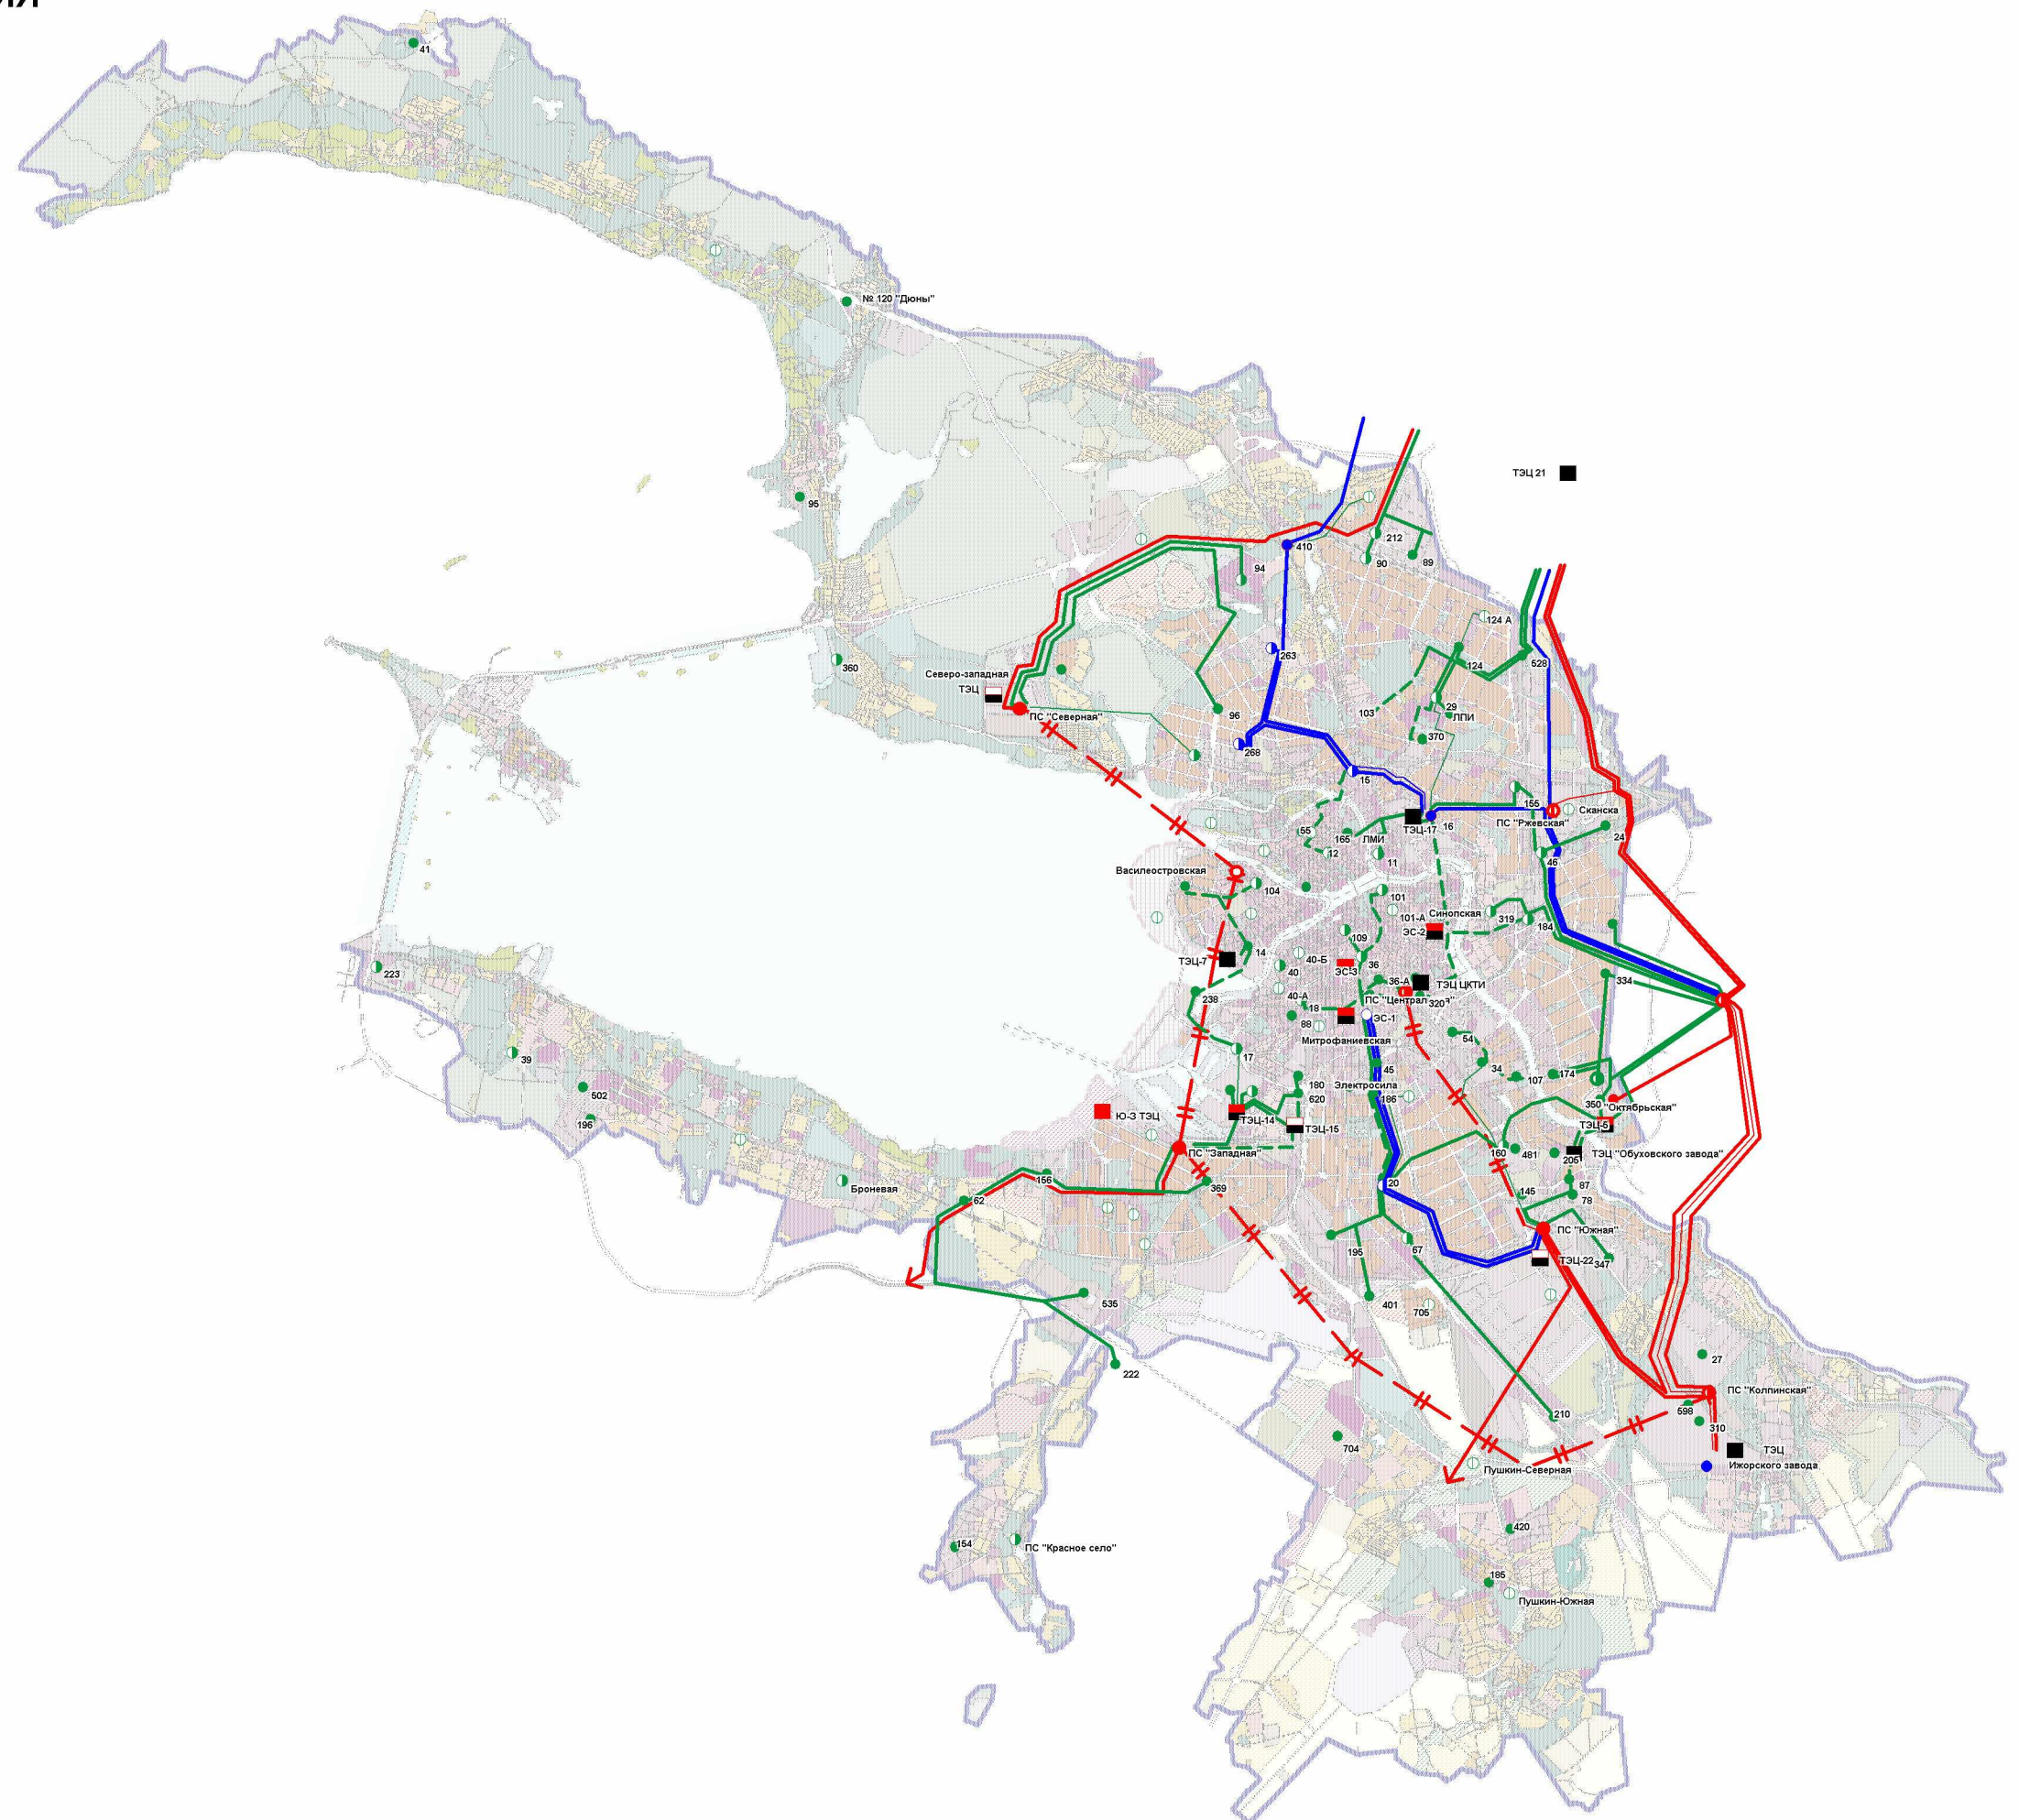



РАСКЛАДКА ЛИСТОВ ДЛЯ МАСШТАБА 1:50000

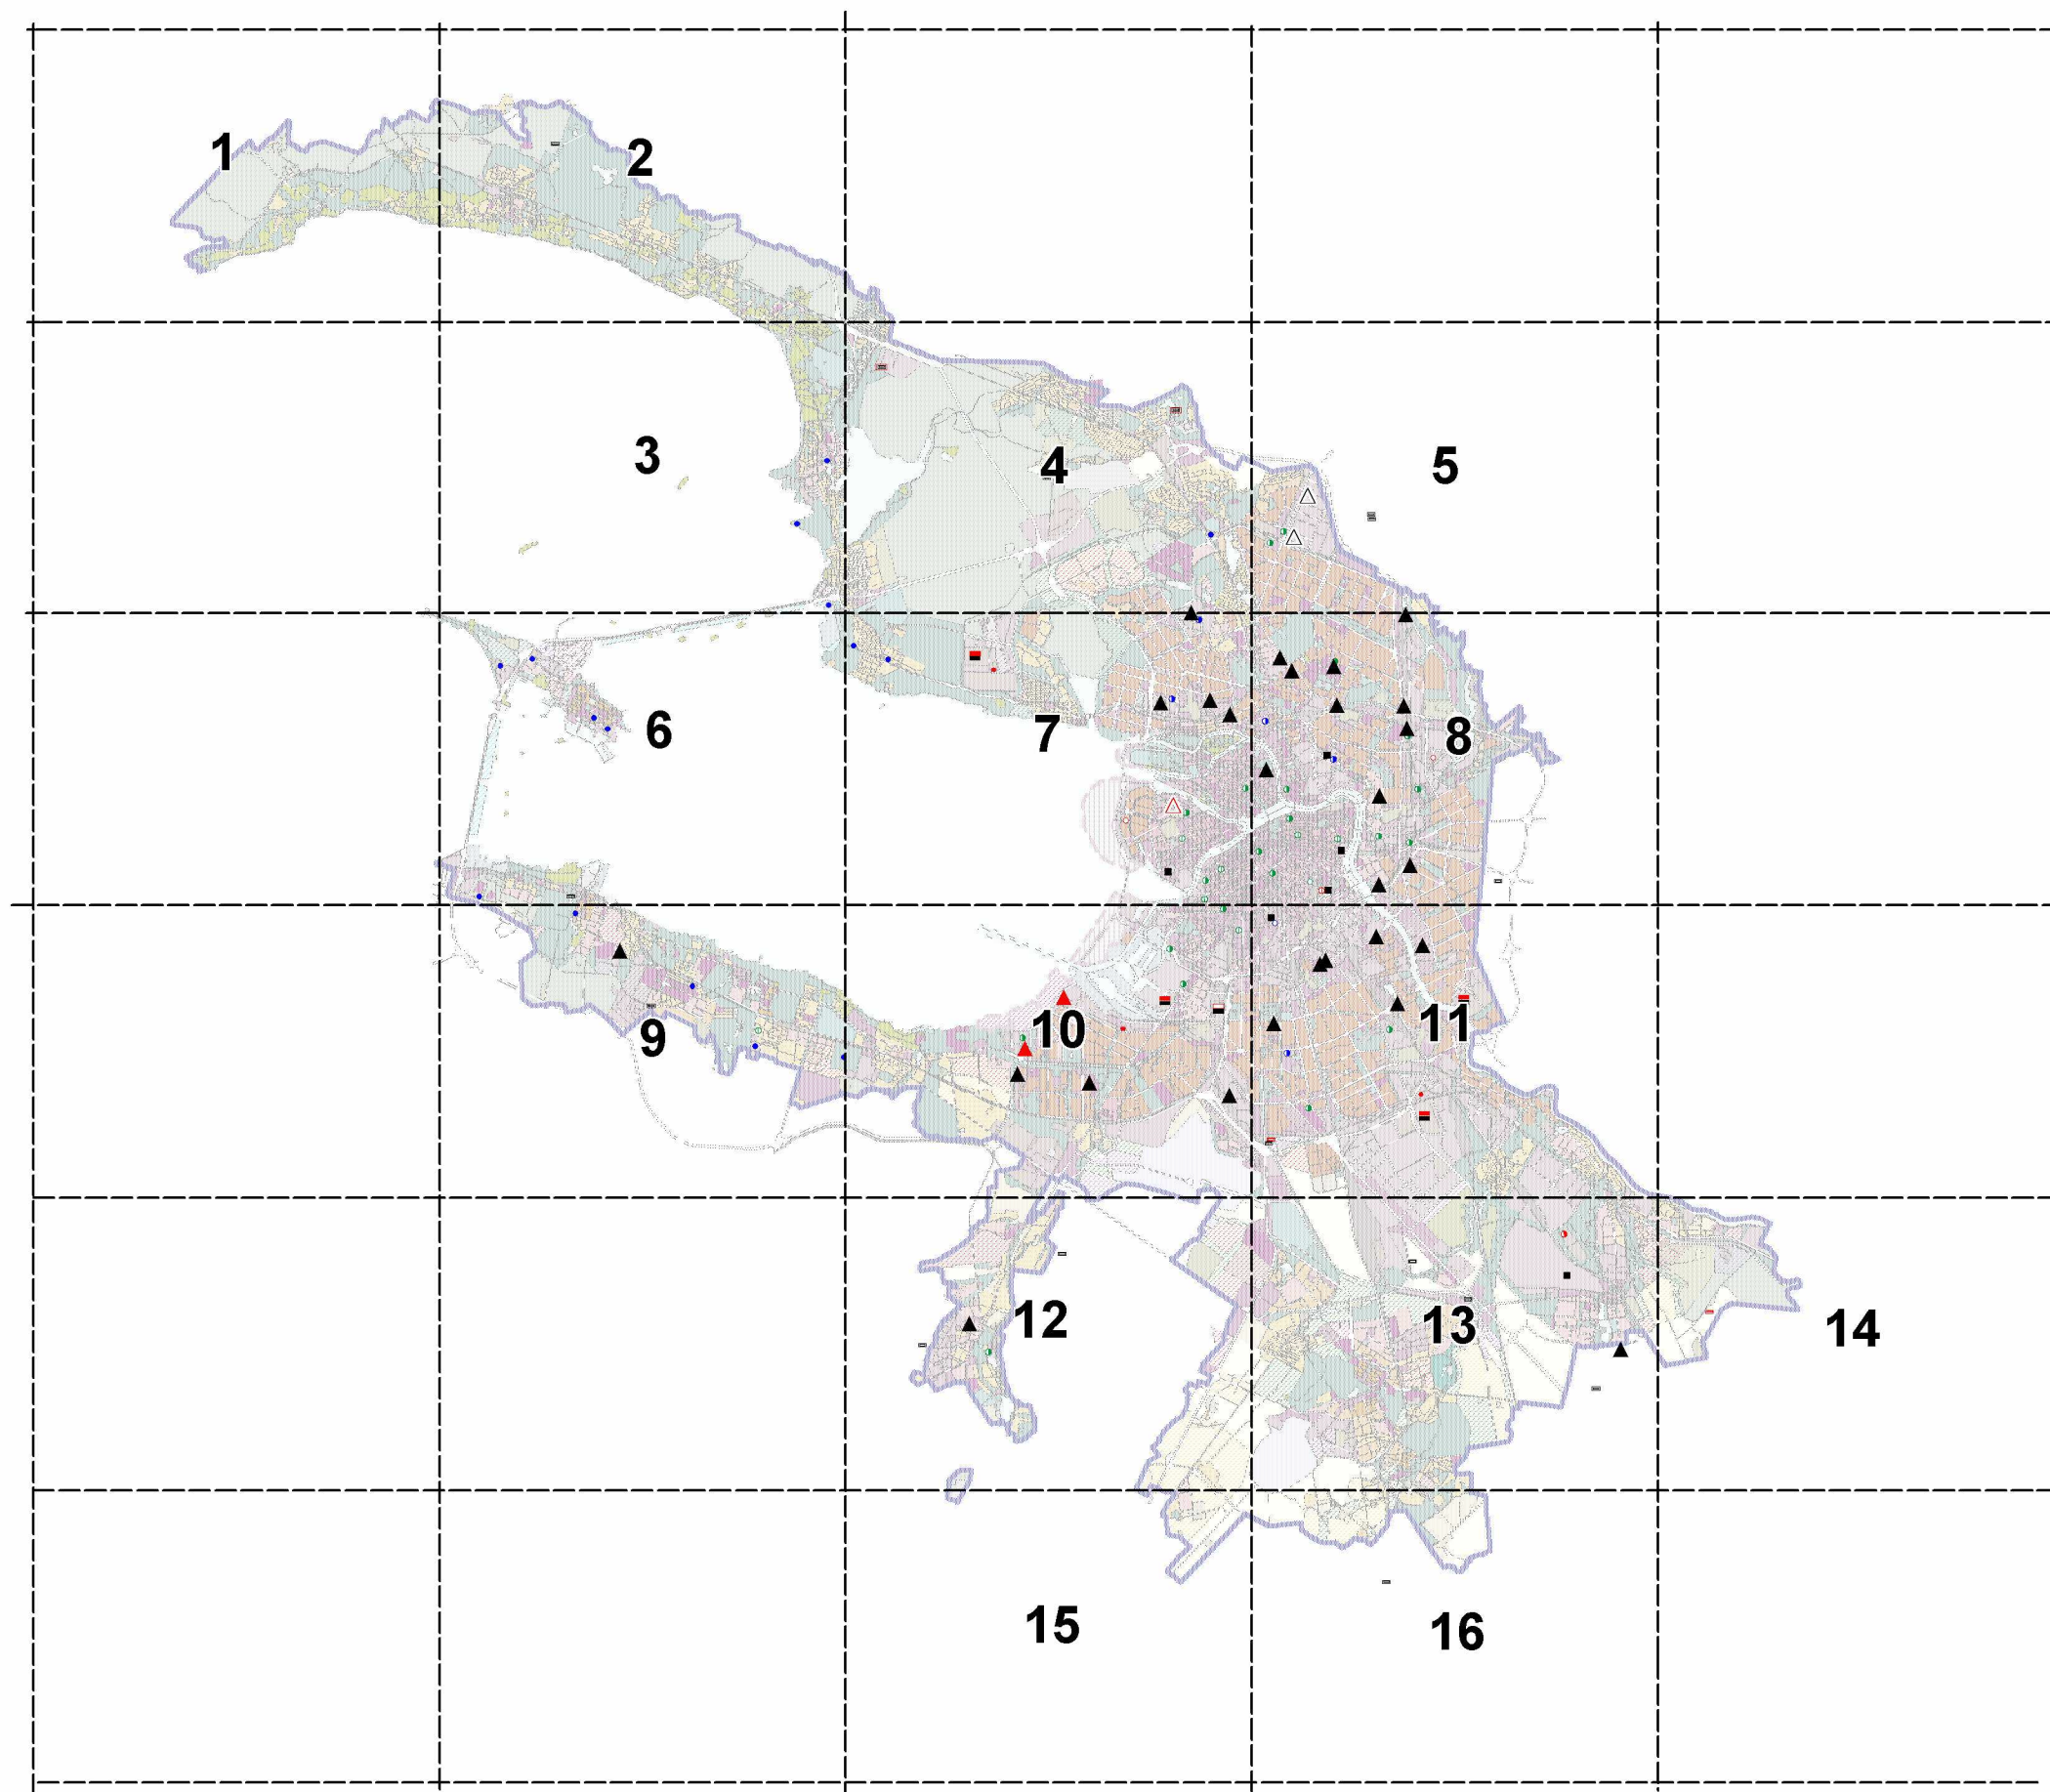



# УСЛОВНЫЕ ОБОЗНАЧЕНИЯ:

## Теплоэлектроцентрали:

-  существующие
-  новая теплоэлектроцентраль на 2010 год
-  реконструируемые на 2010 год
-  реконструируемые на 2015 год

## ЭЛЕКТРОПОДСТАНЦИИ 330 KW:

-  существующие
-  реконструируемые на 2010 год
-  новое строительство на 2010 год
-  новое строительство на 2015 год
-  реконструируемые на 2015 год

## ЭЛЕКТРОПОДСТАНЦИИ 220 KW:

-  существующие
-  перевод на 330 KW
-  реконструируемые на 2010 год
-  новое строительство на 2010 год
-  новое строительство на 2015 год
-  реконструируемые на 2015 год

## ЭЛЕКТРОПОДСТАНЦИИ 110 KW:

-  существующие
-  реконструируемые на 2010 год
-  новое строительство на 2010 год
-  новое строительство на 2015 год
-  реконструируемые на 2015 год

## ЭЛЕКТРОПОДСТАНЦИИ 35 KW:

-  существующие
-  перевод на 110 kw

## КОТЕЛЬНЫЕ:

-  существующие
-  реконструируемые на 2010 год
-  реконструируемые на 2015 год
-  намечаемые на 2010 год
-  намечаемые на 2015 год

## СООРУЖЕНИЯ СИСТЕМЫ ГАЗОСНАБЖЕНИЯ газораспределительные станции:

-  существующие
-  реконструируемые на 2010 год
-  новое строительство на 2010 год

















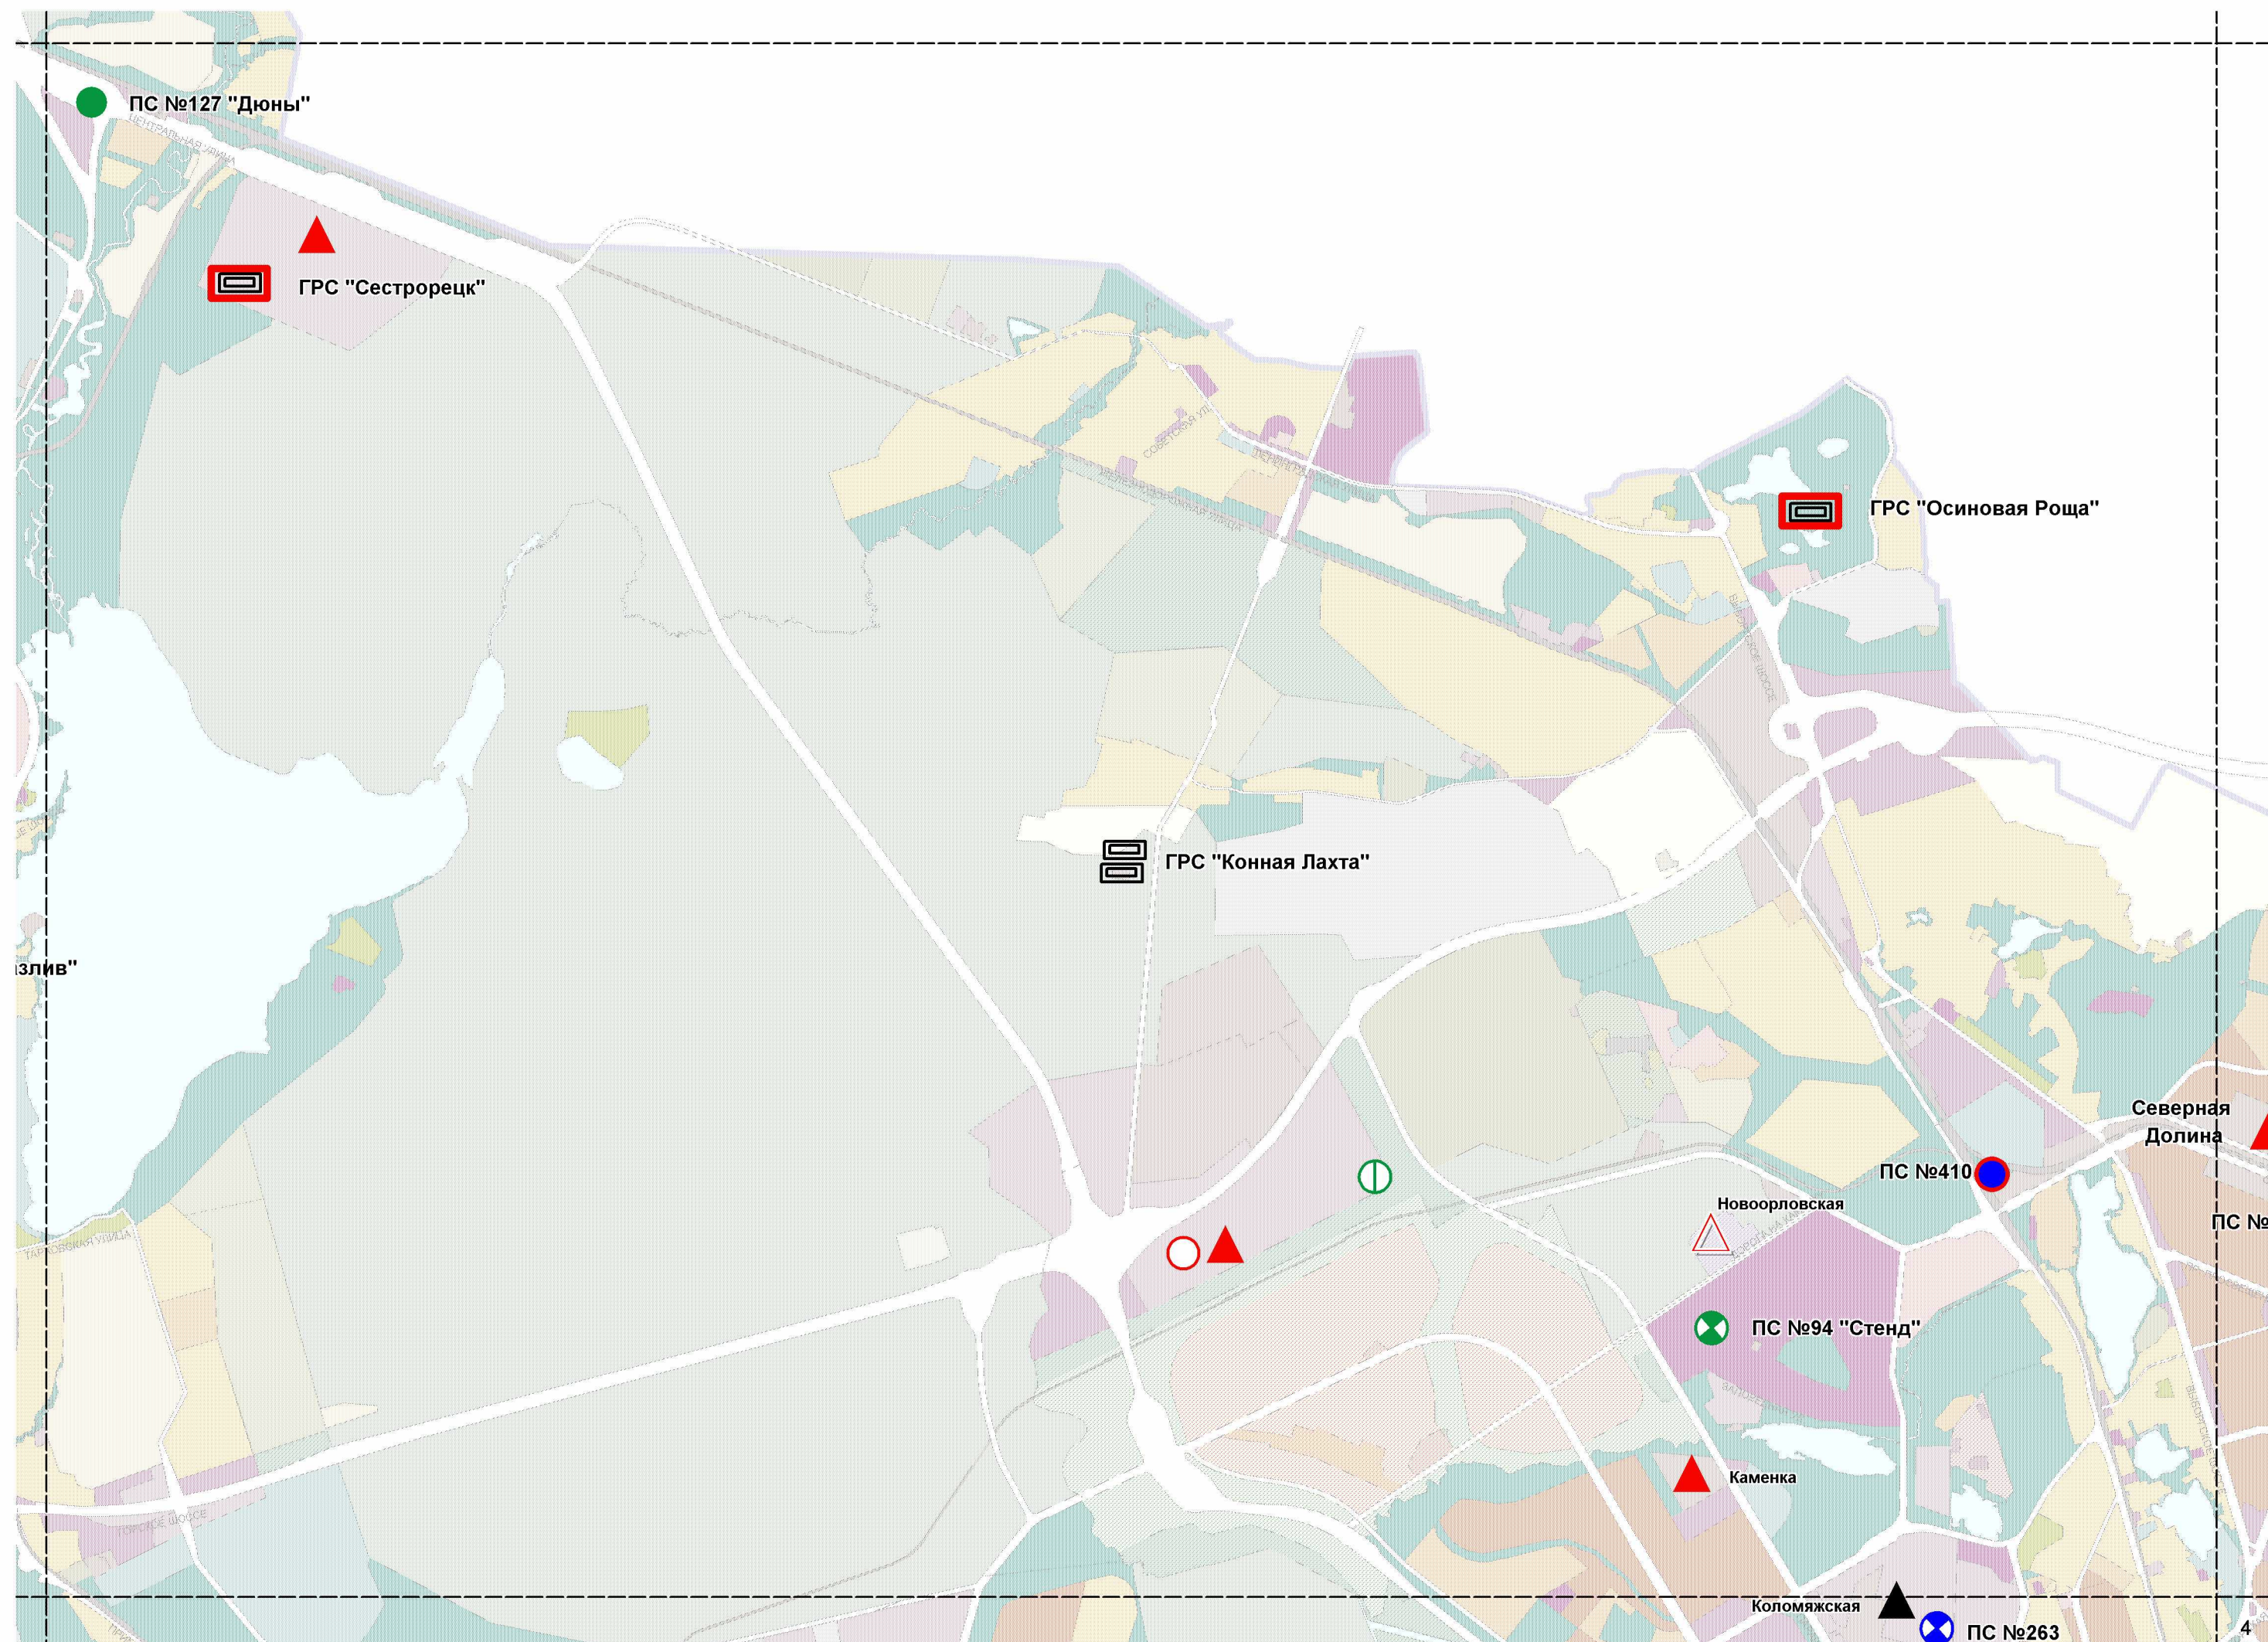




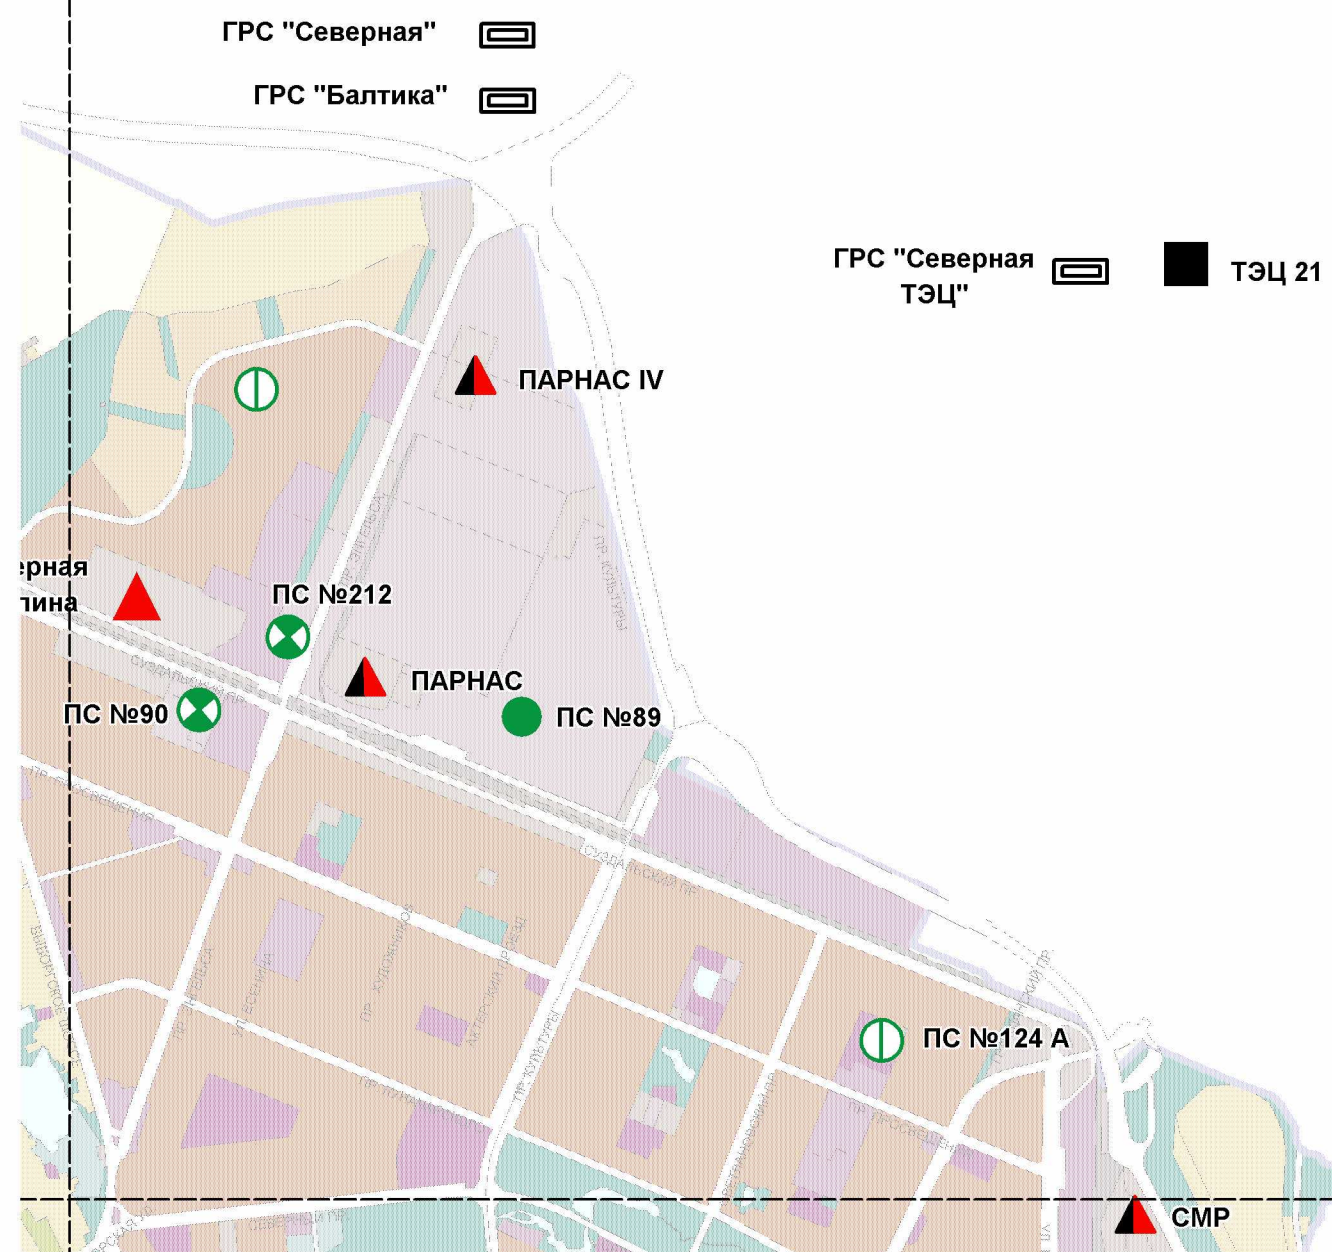









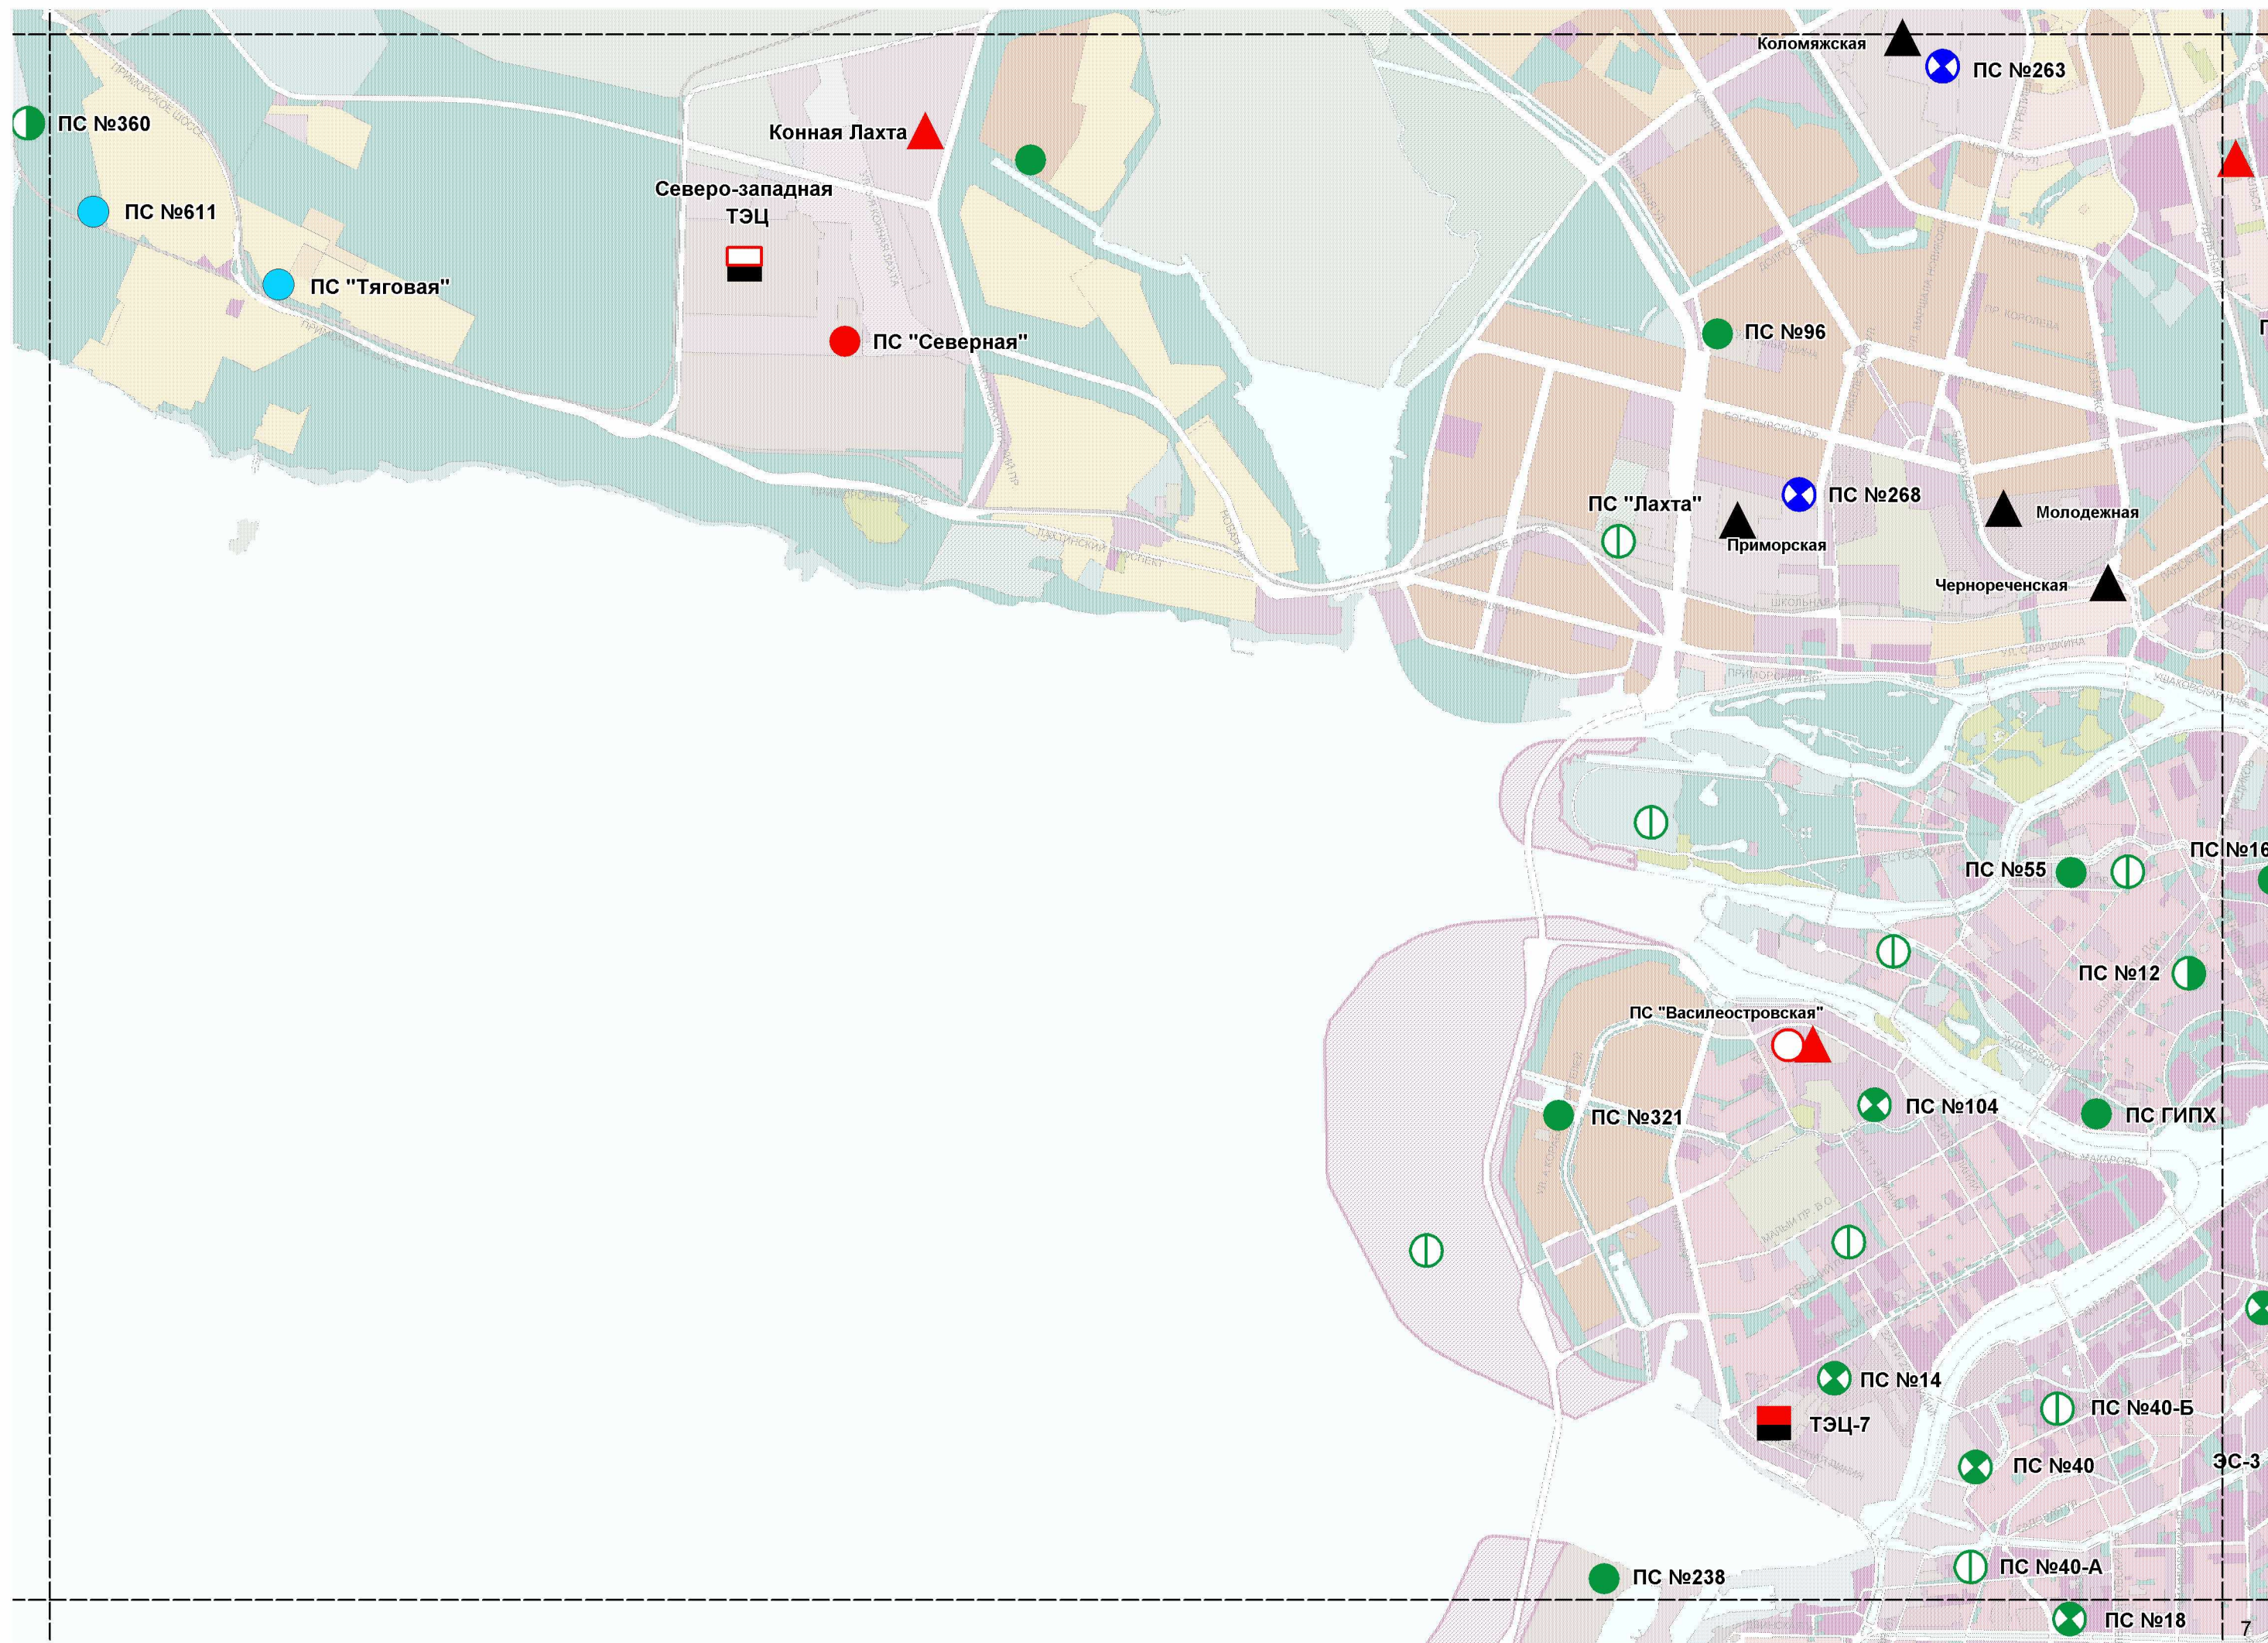




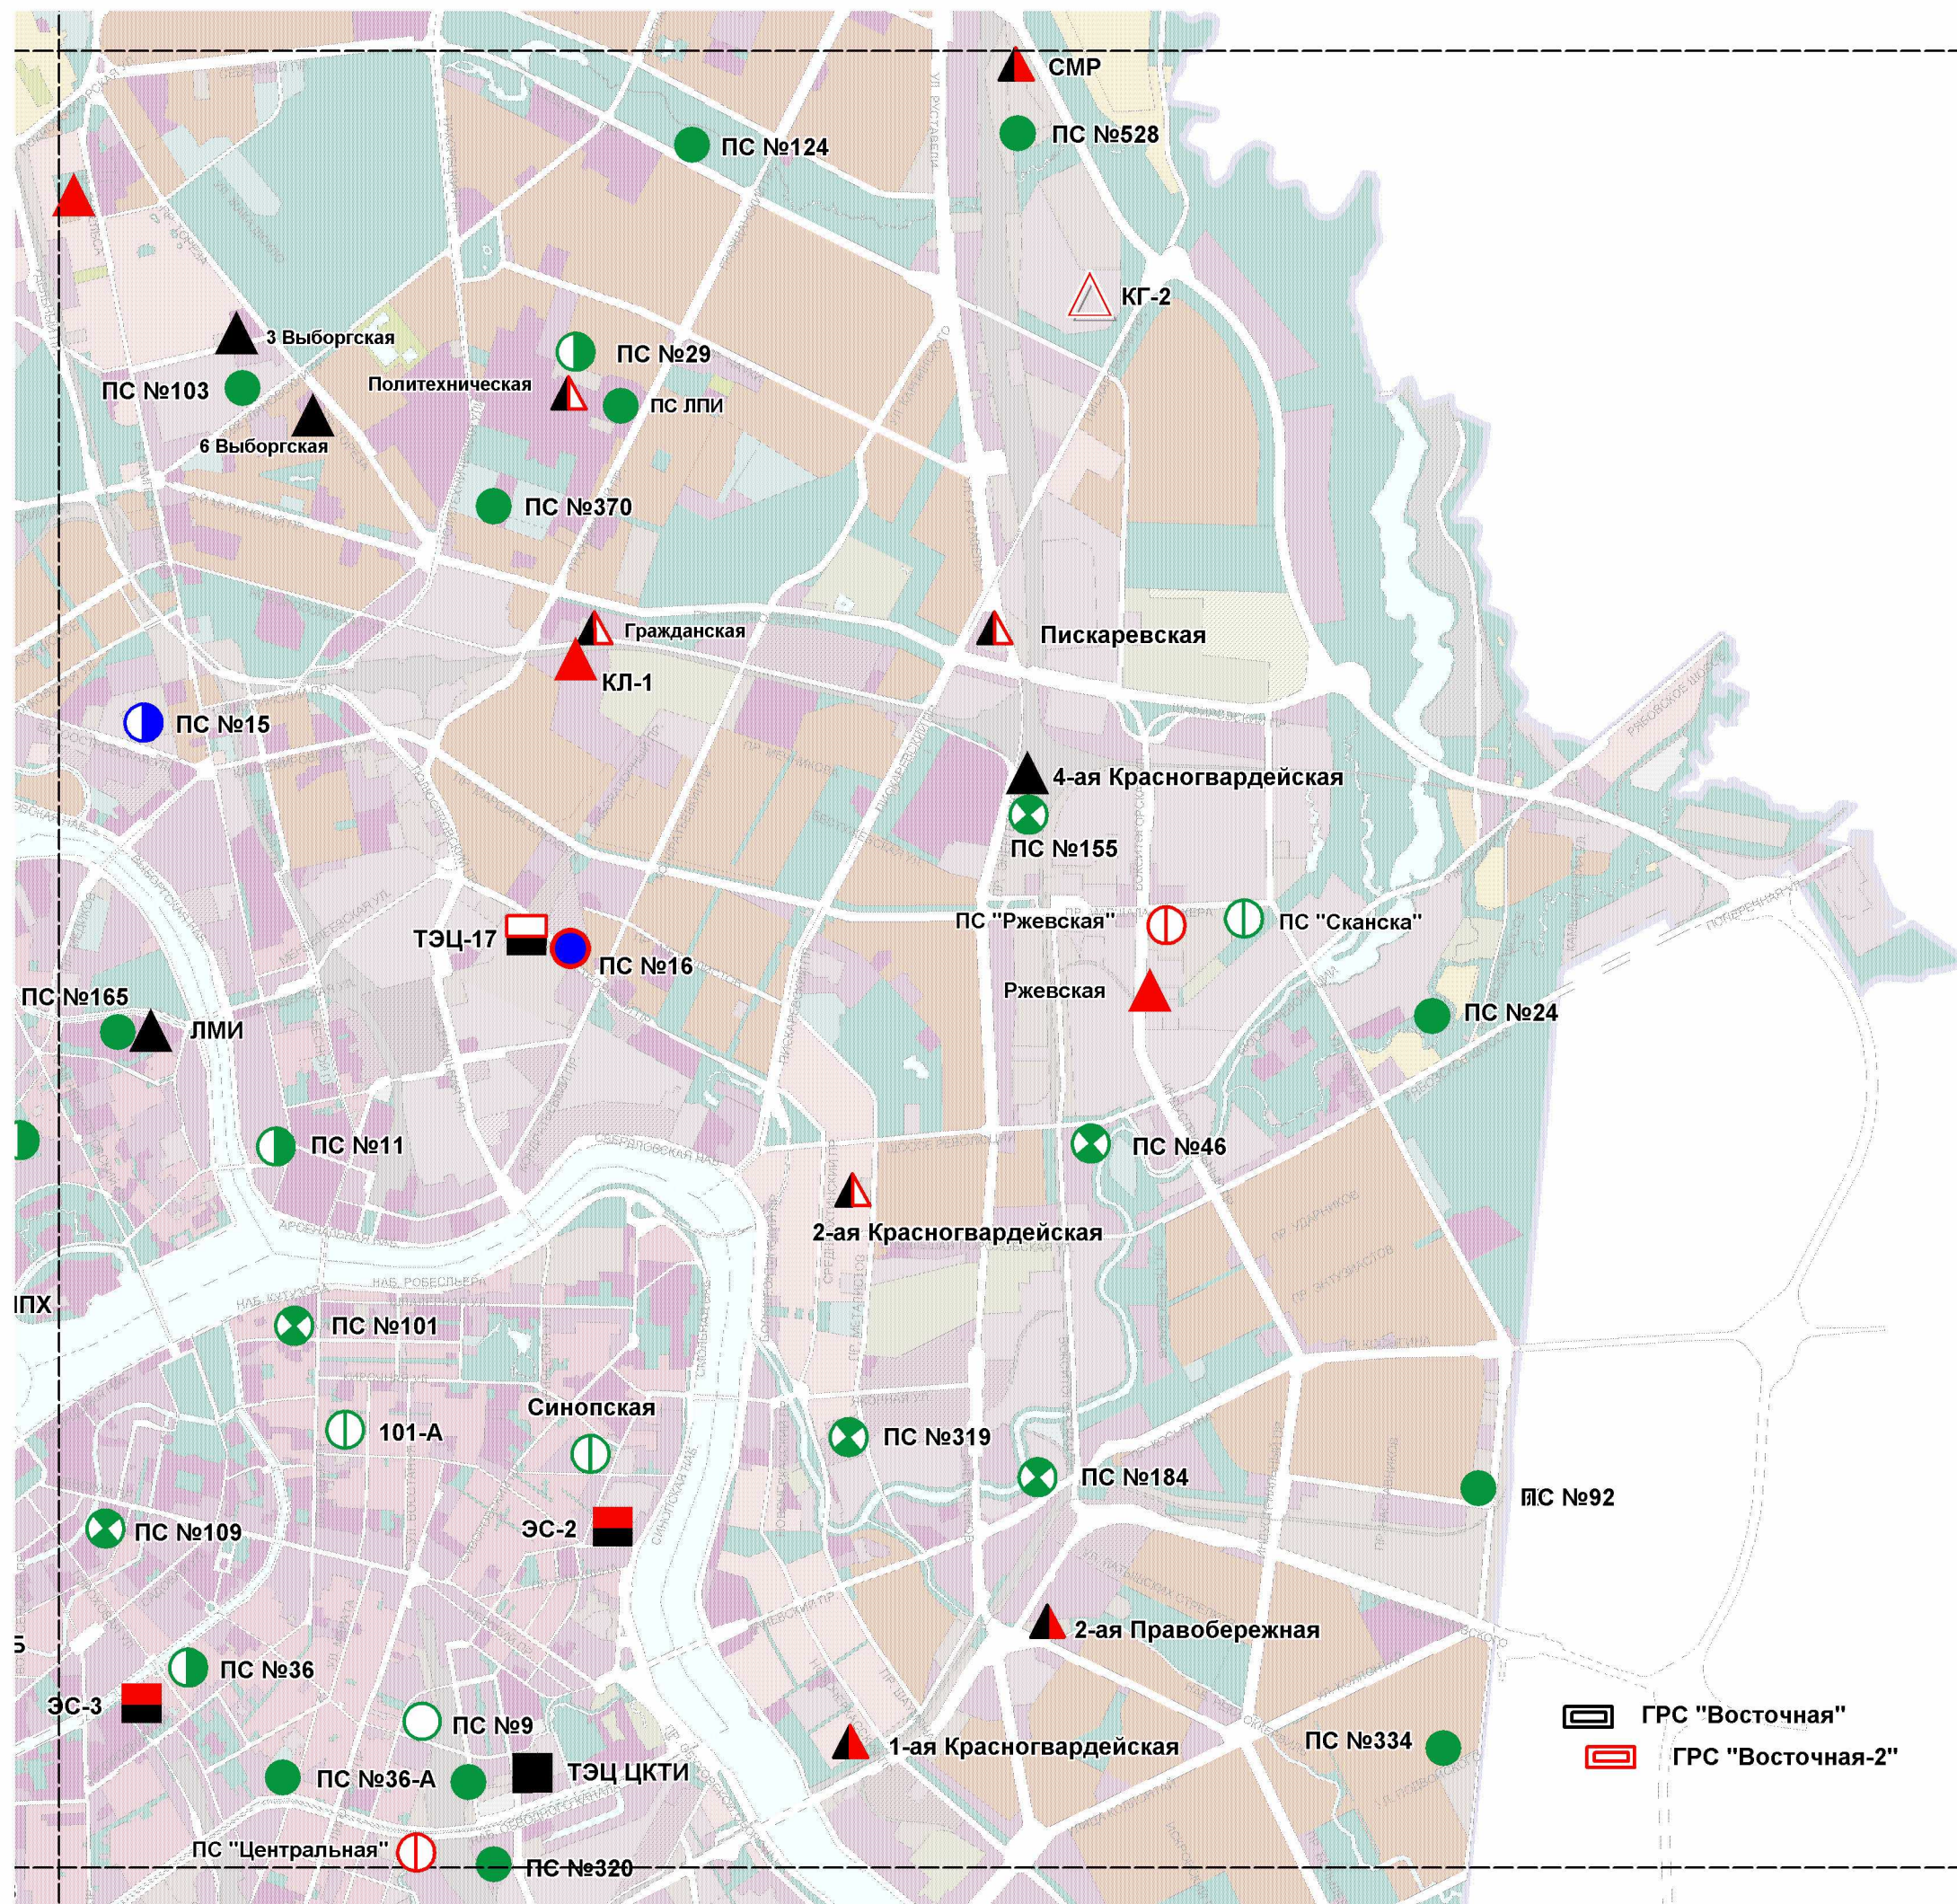




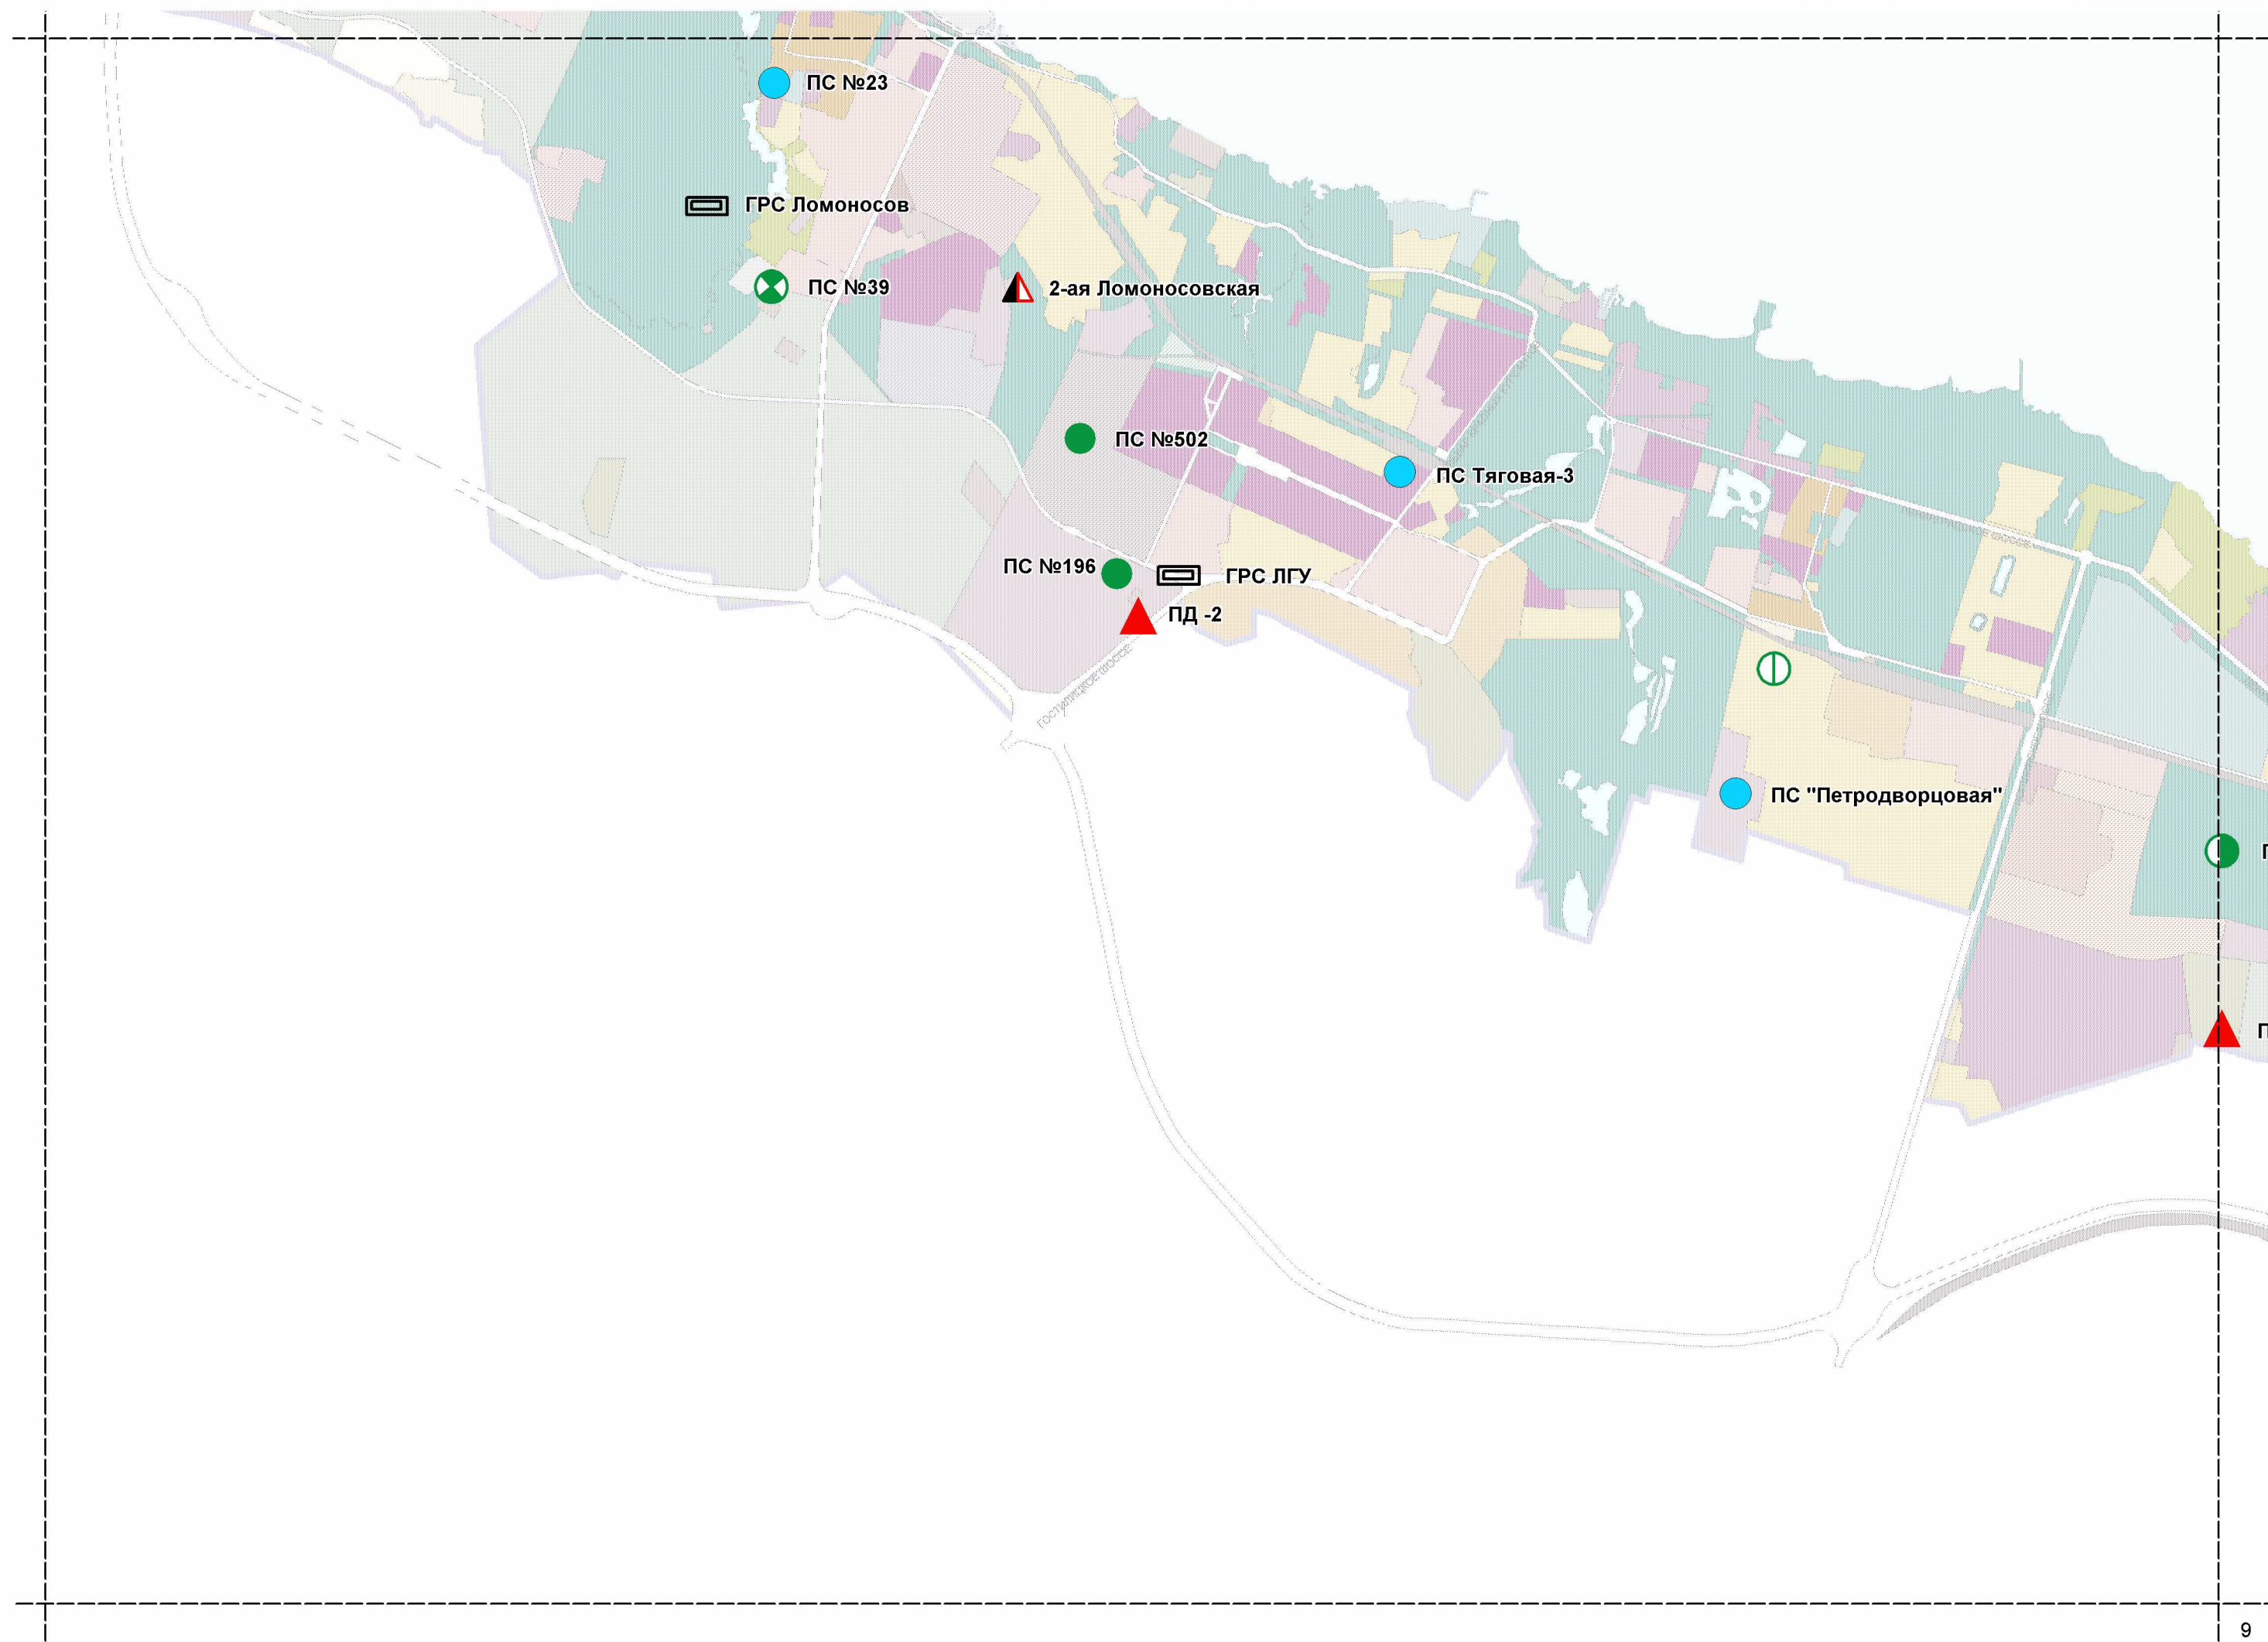




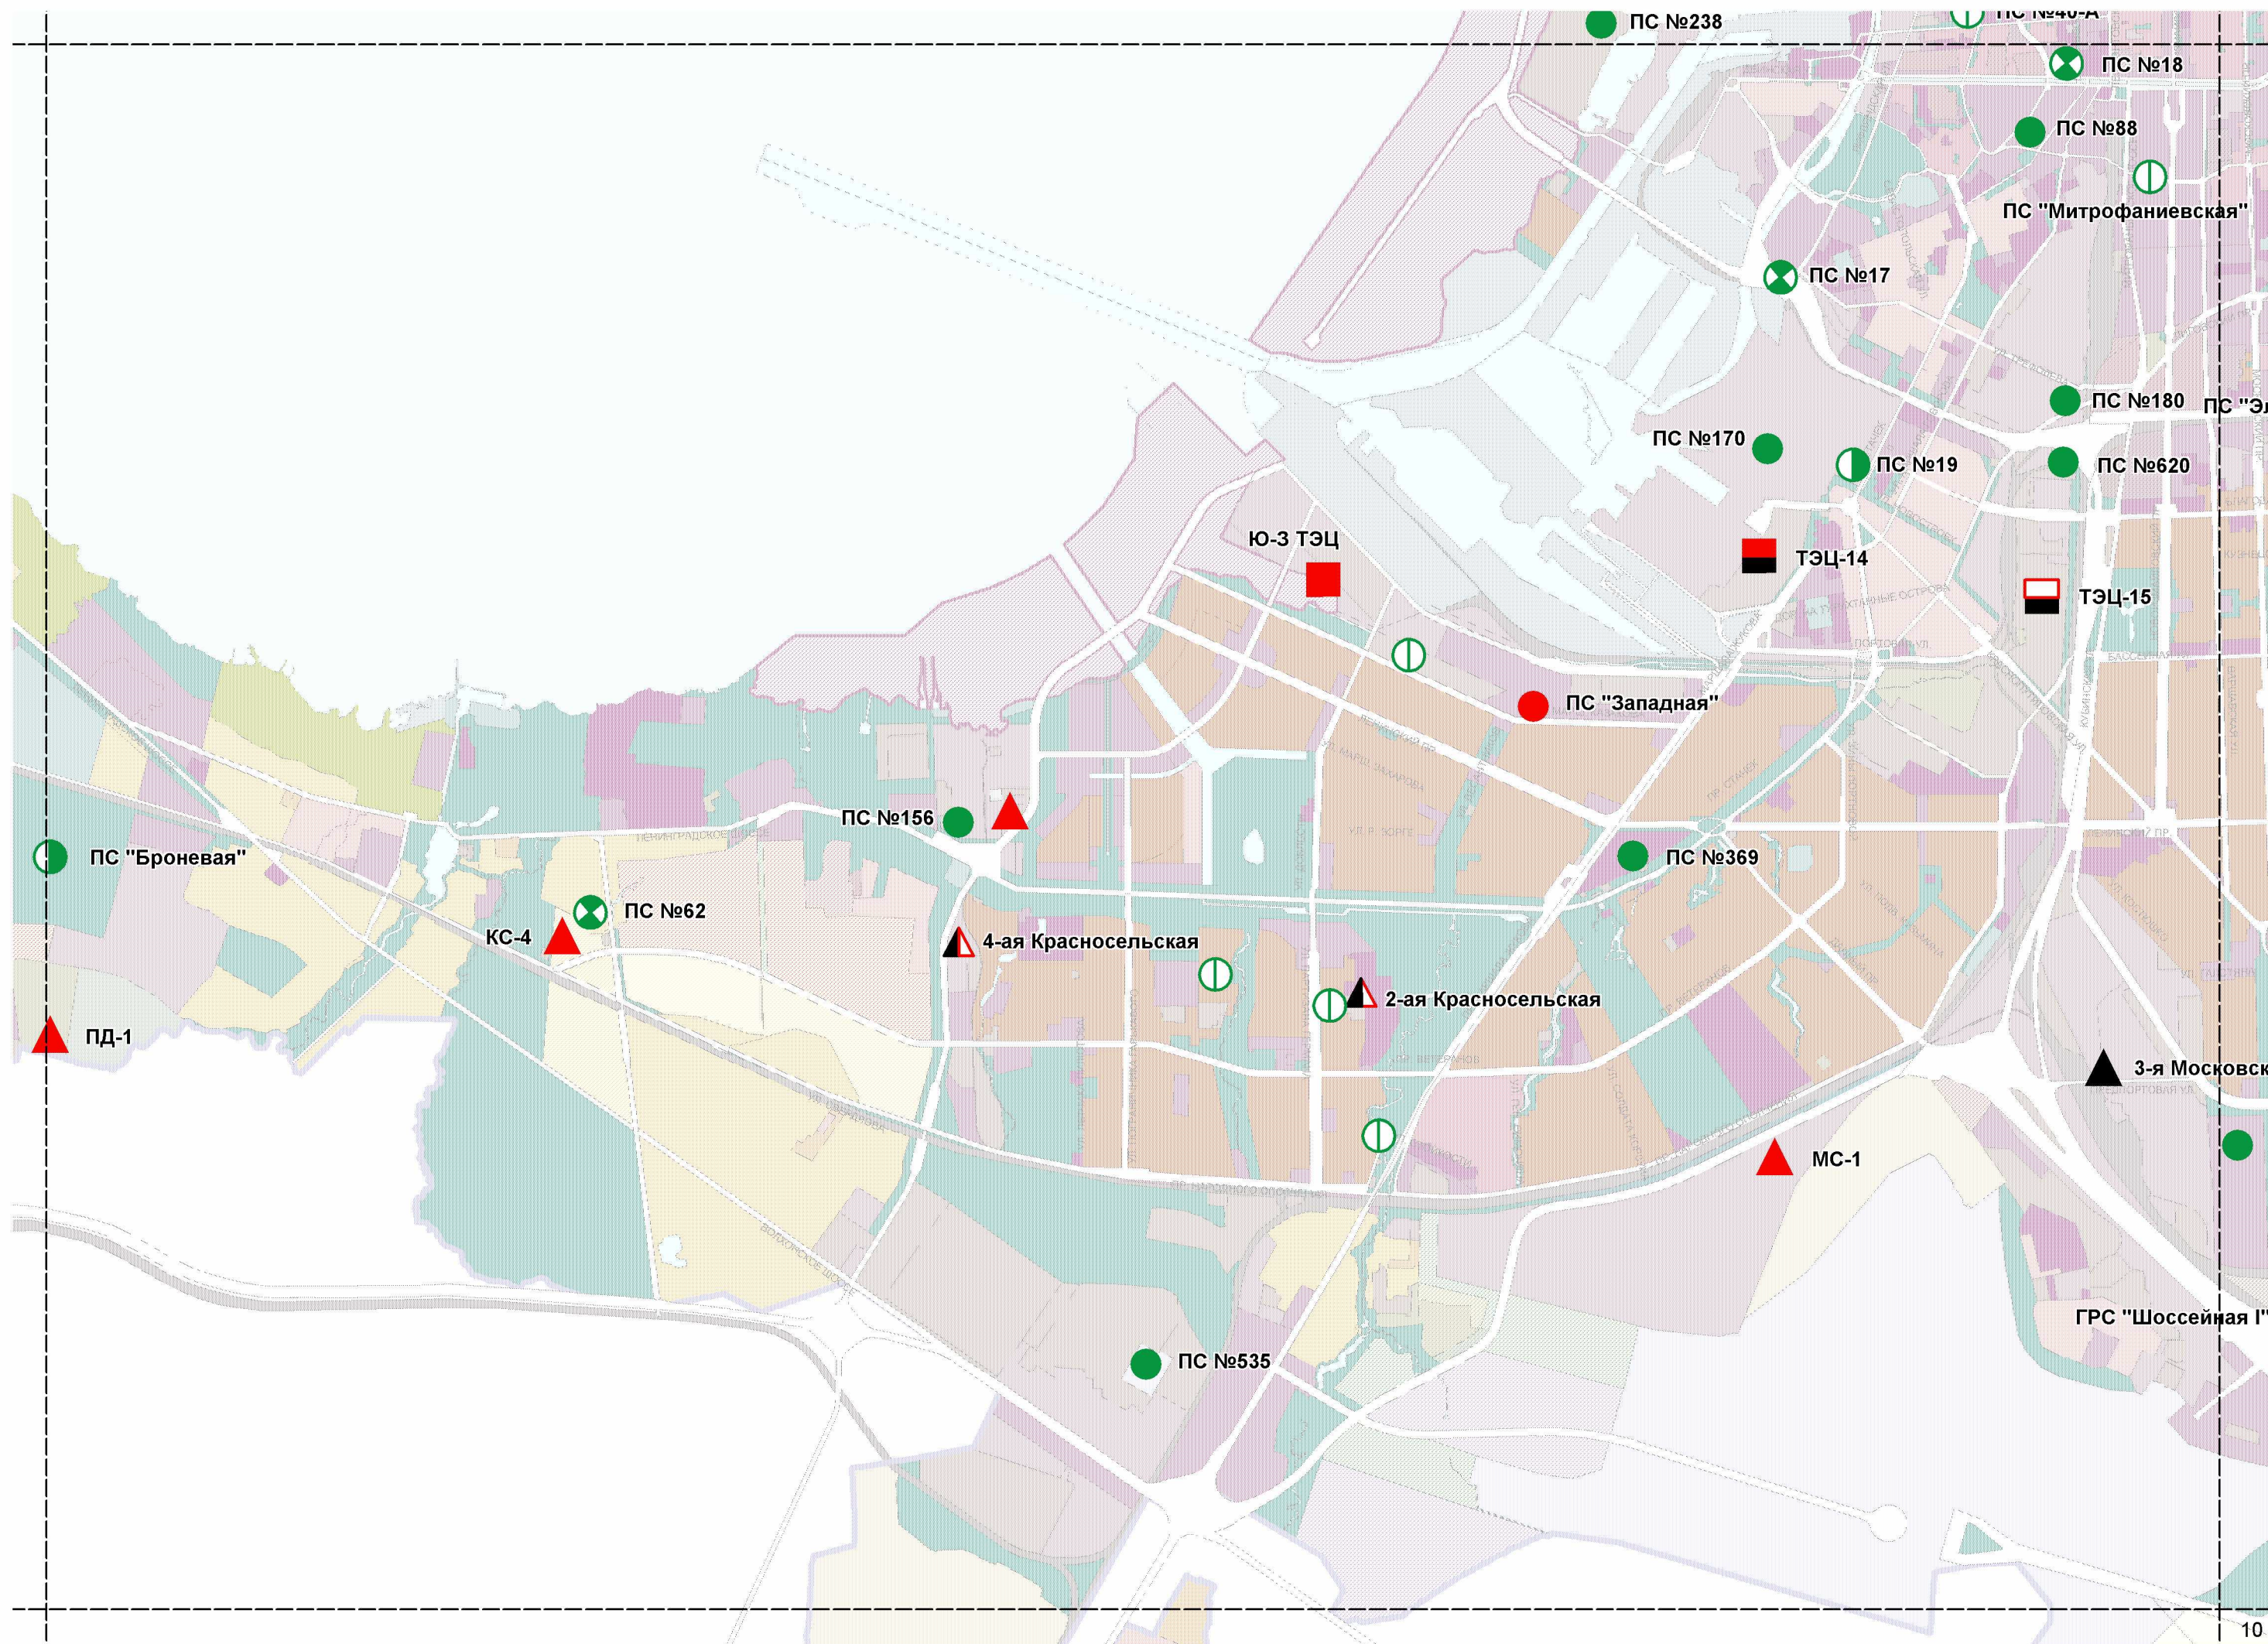




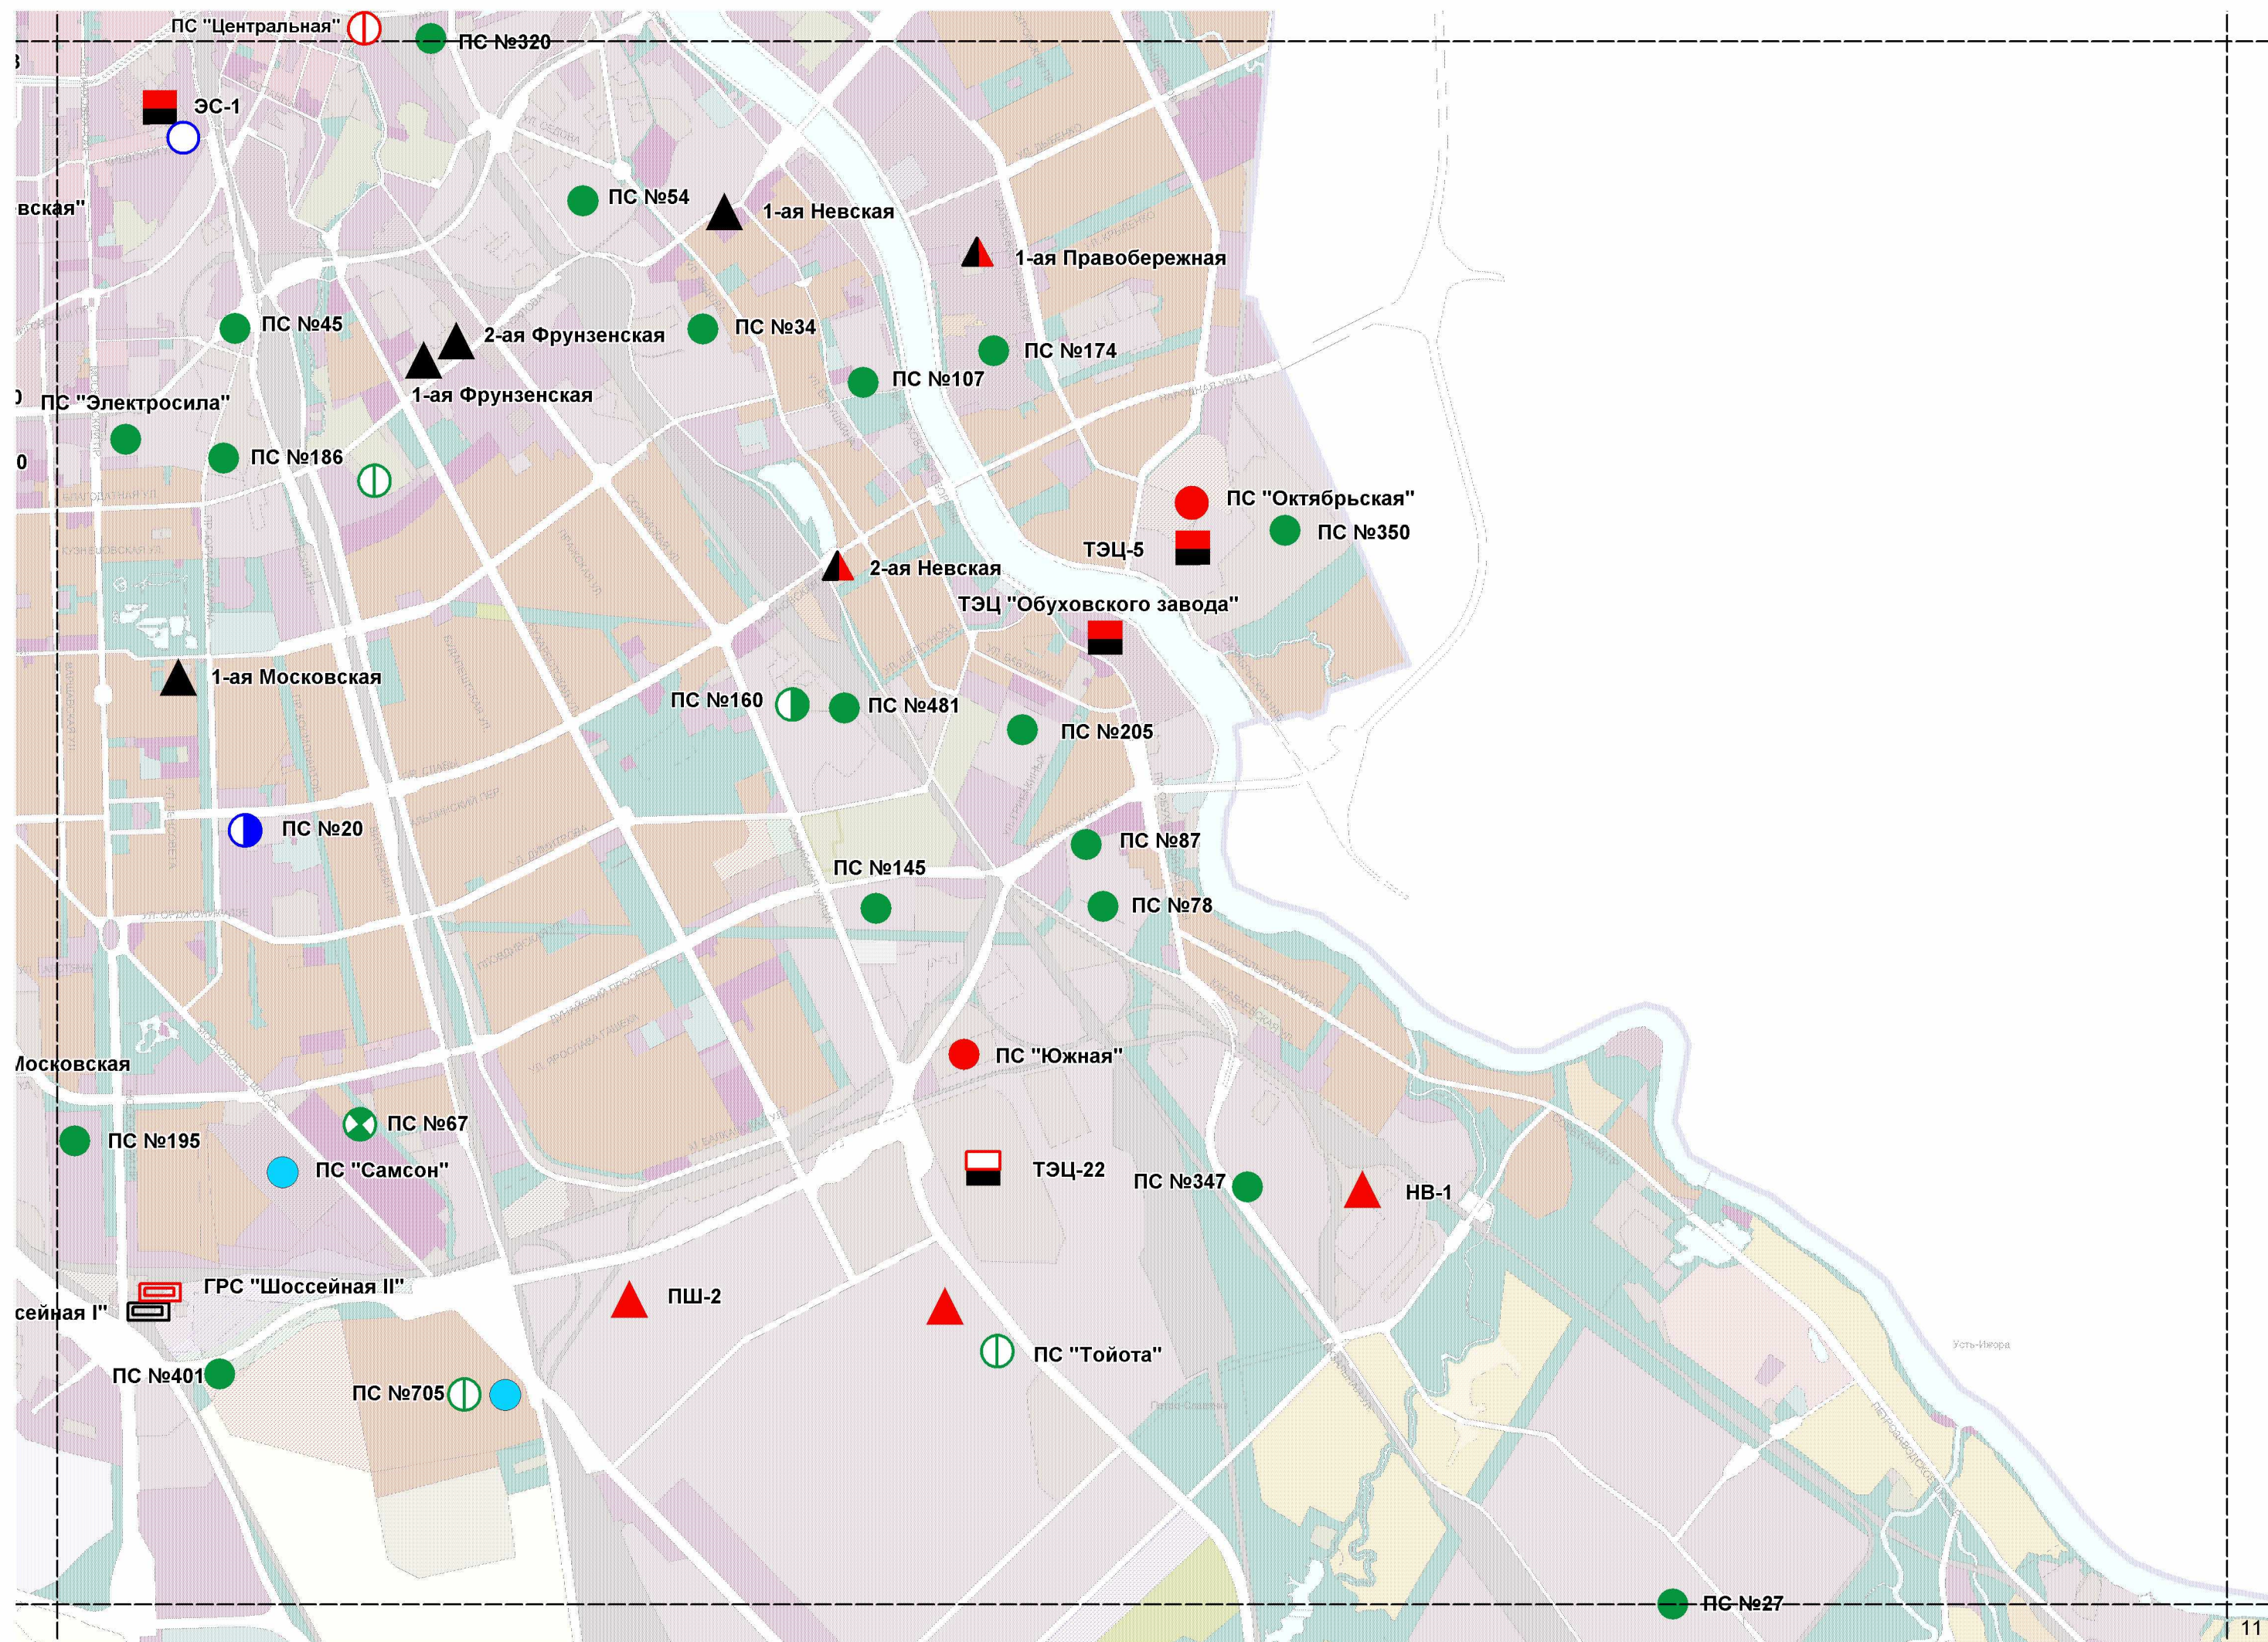




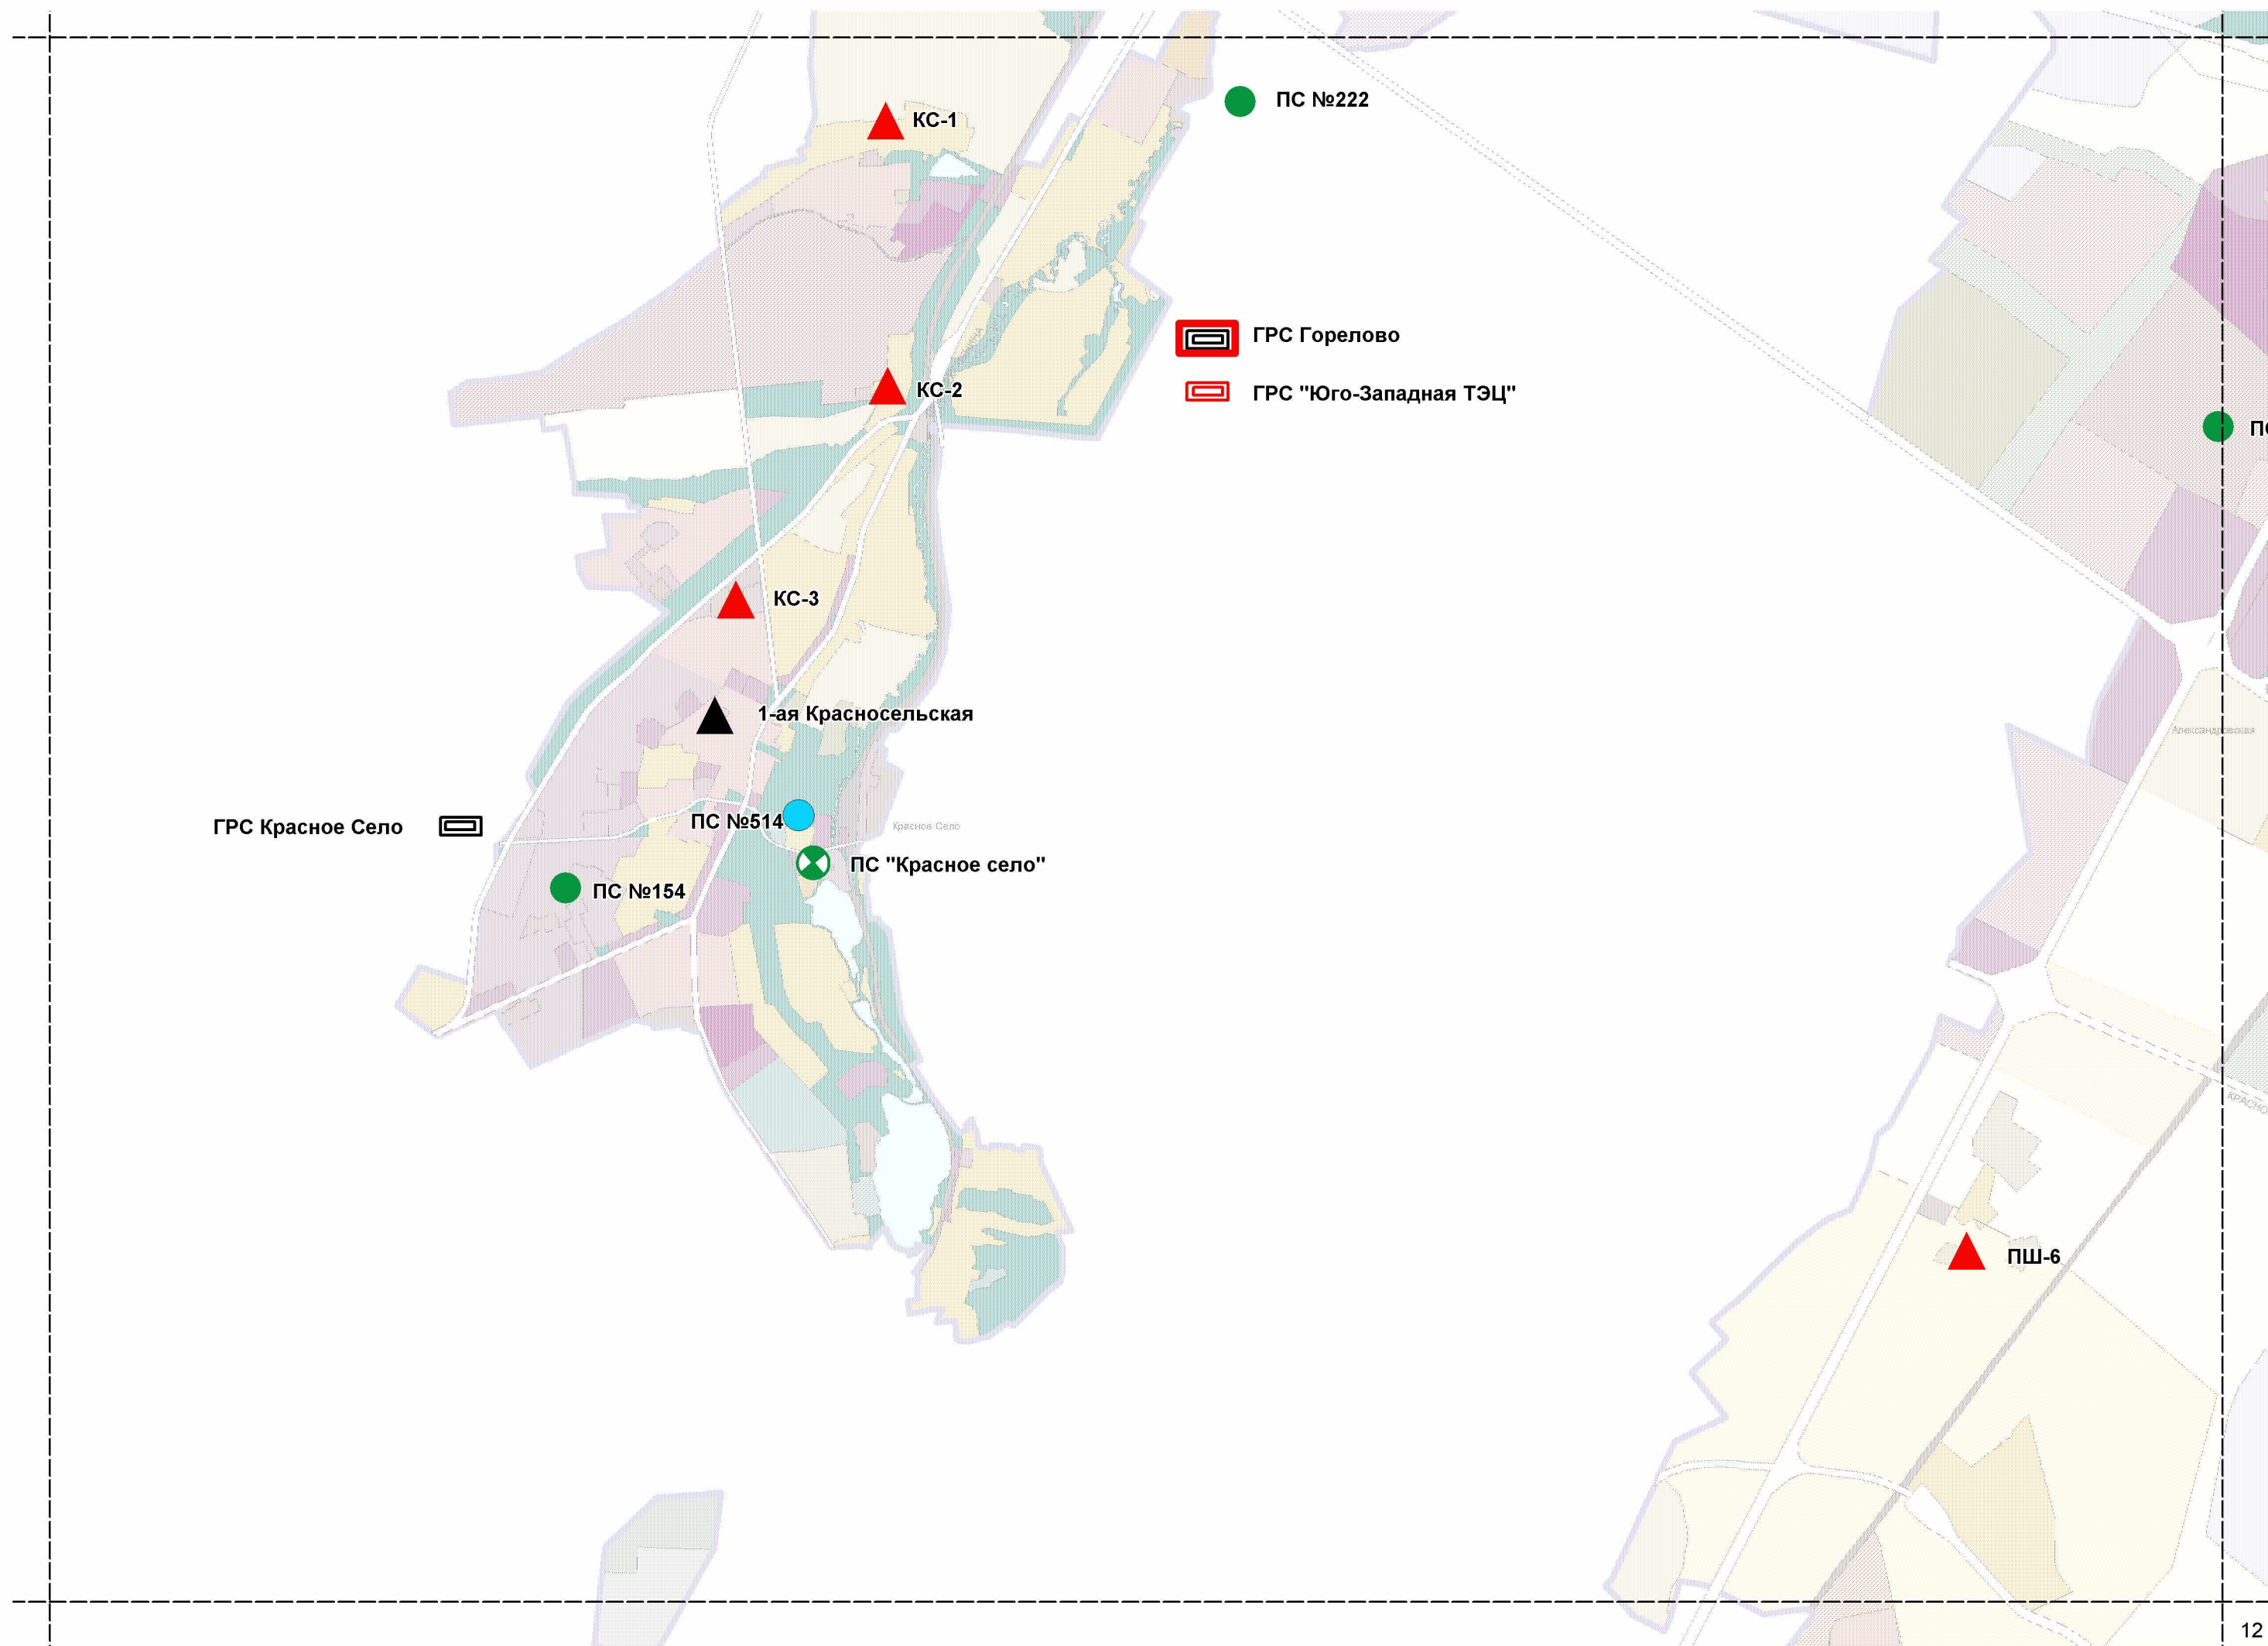



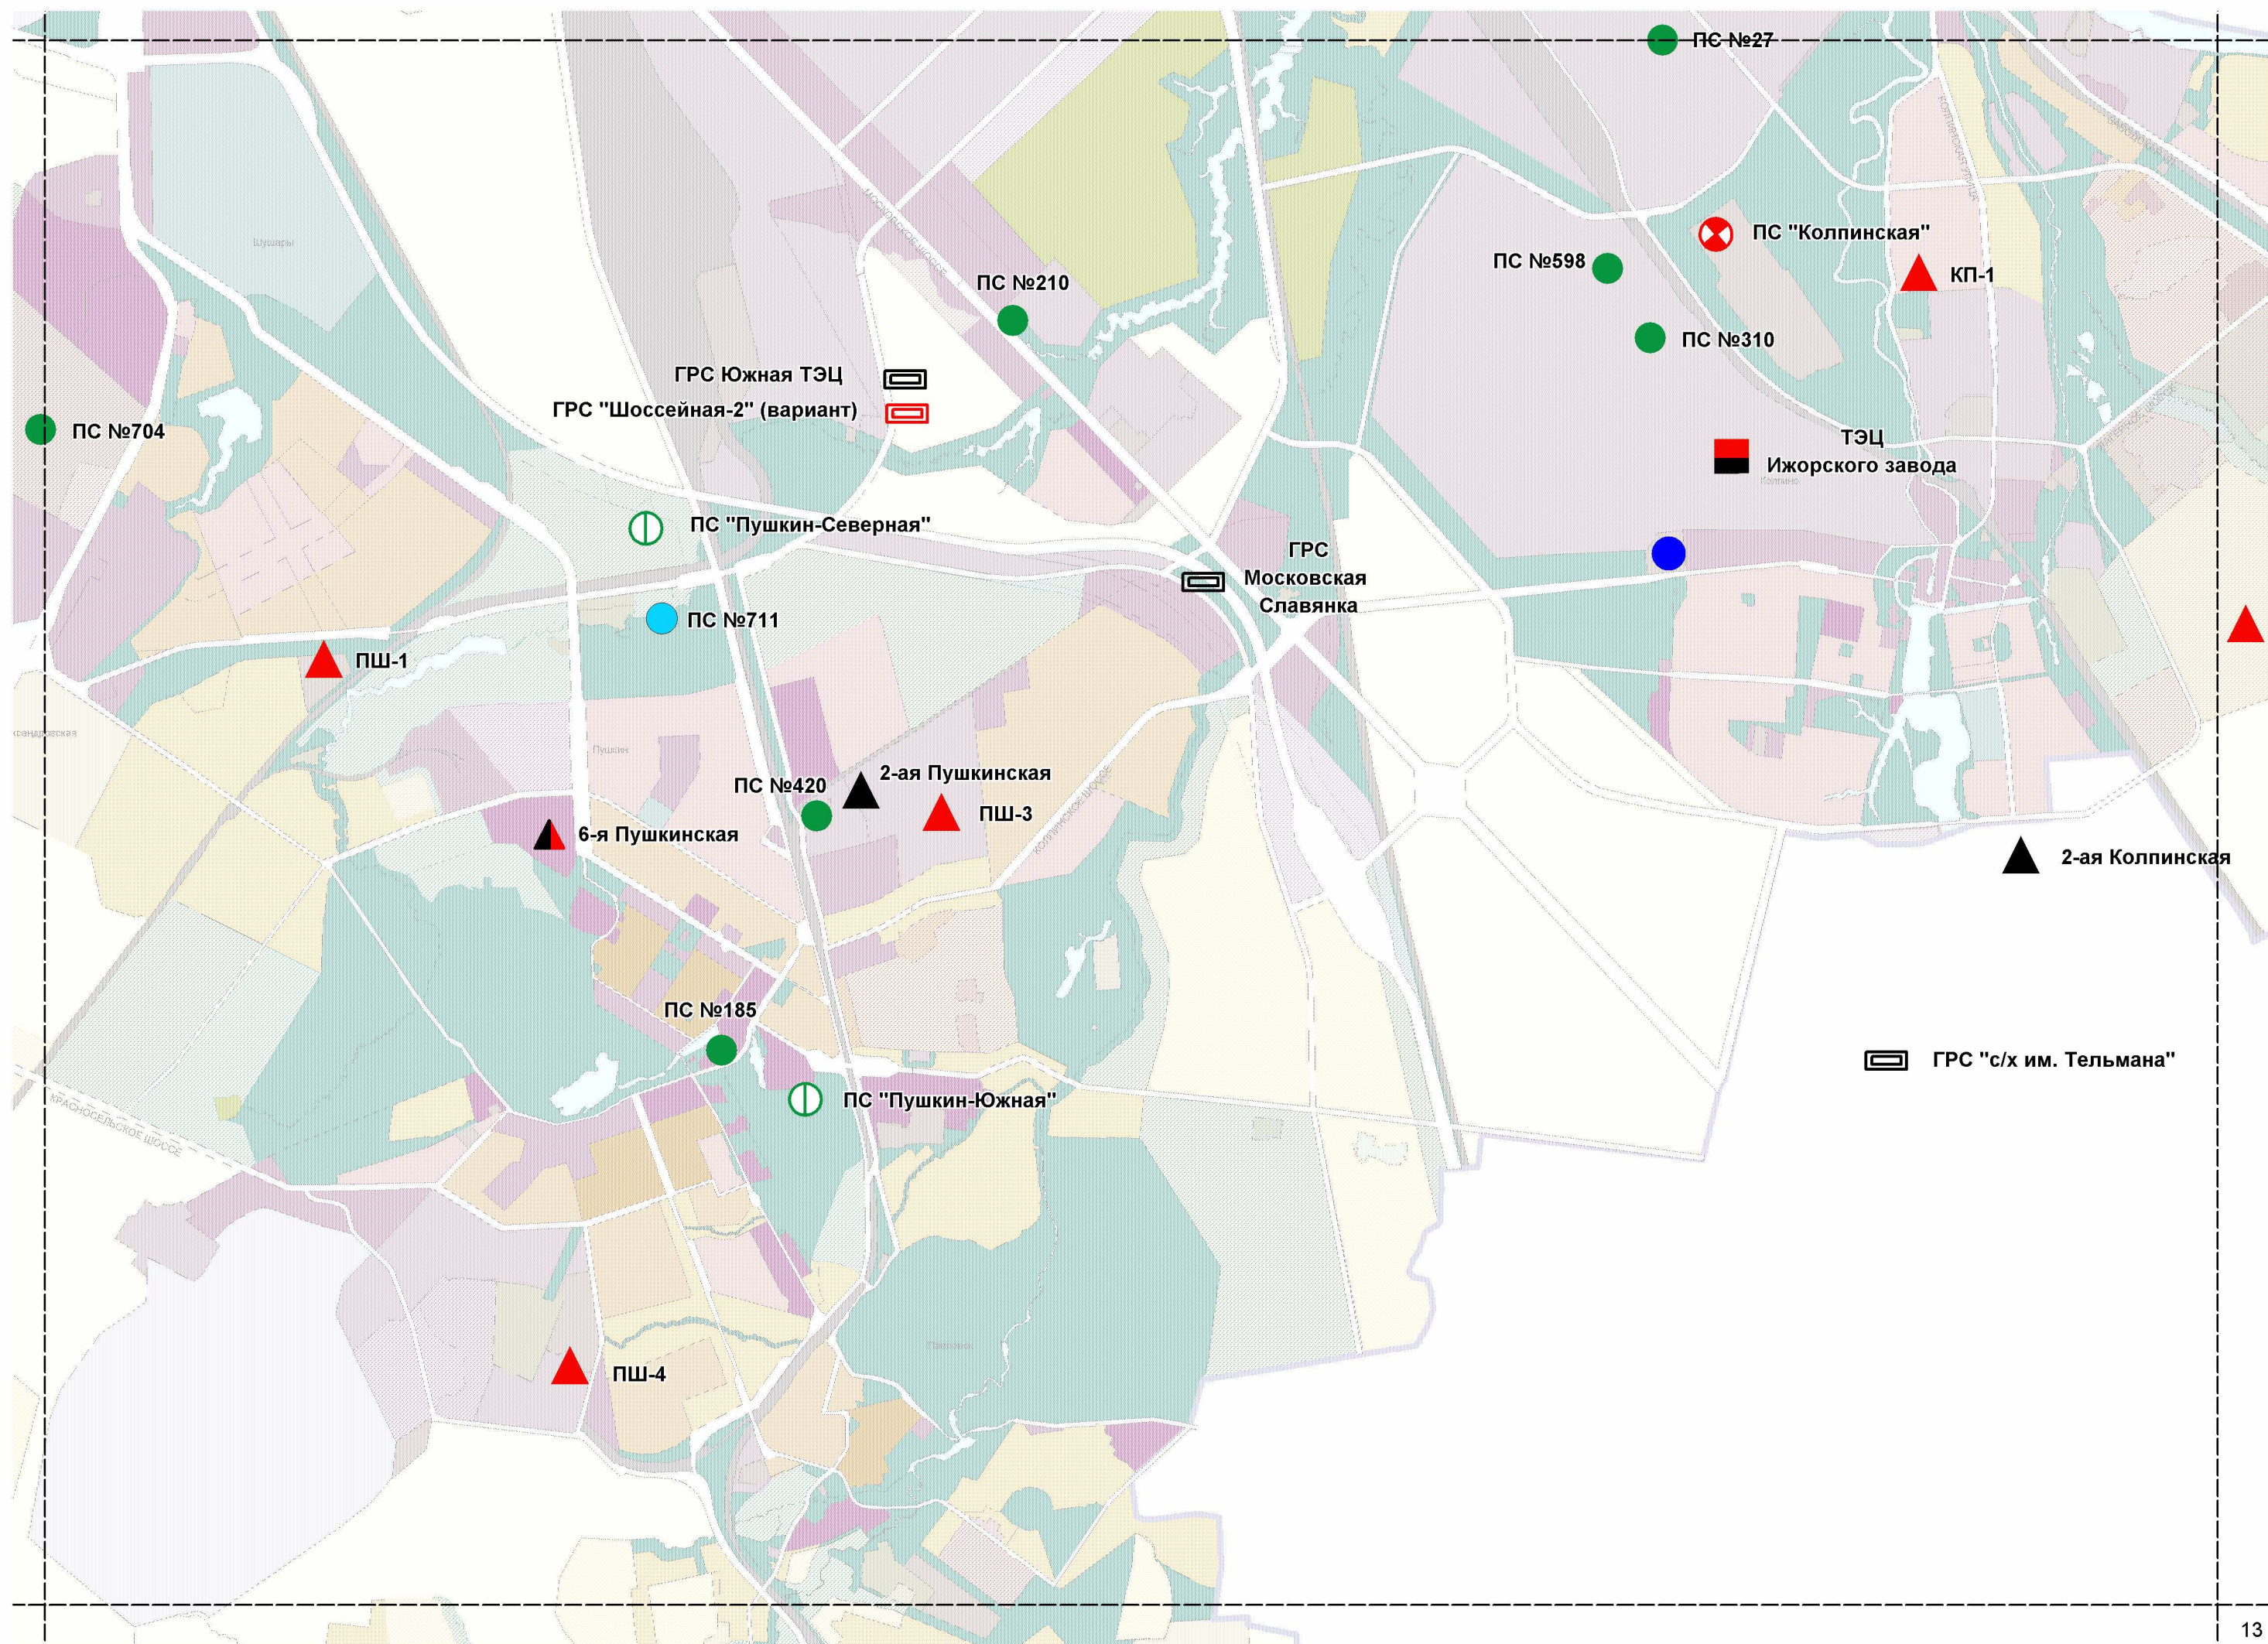




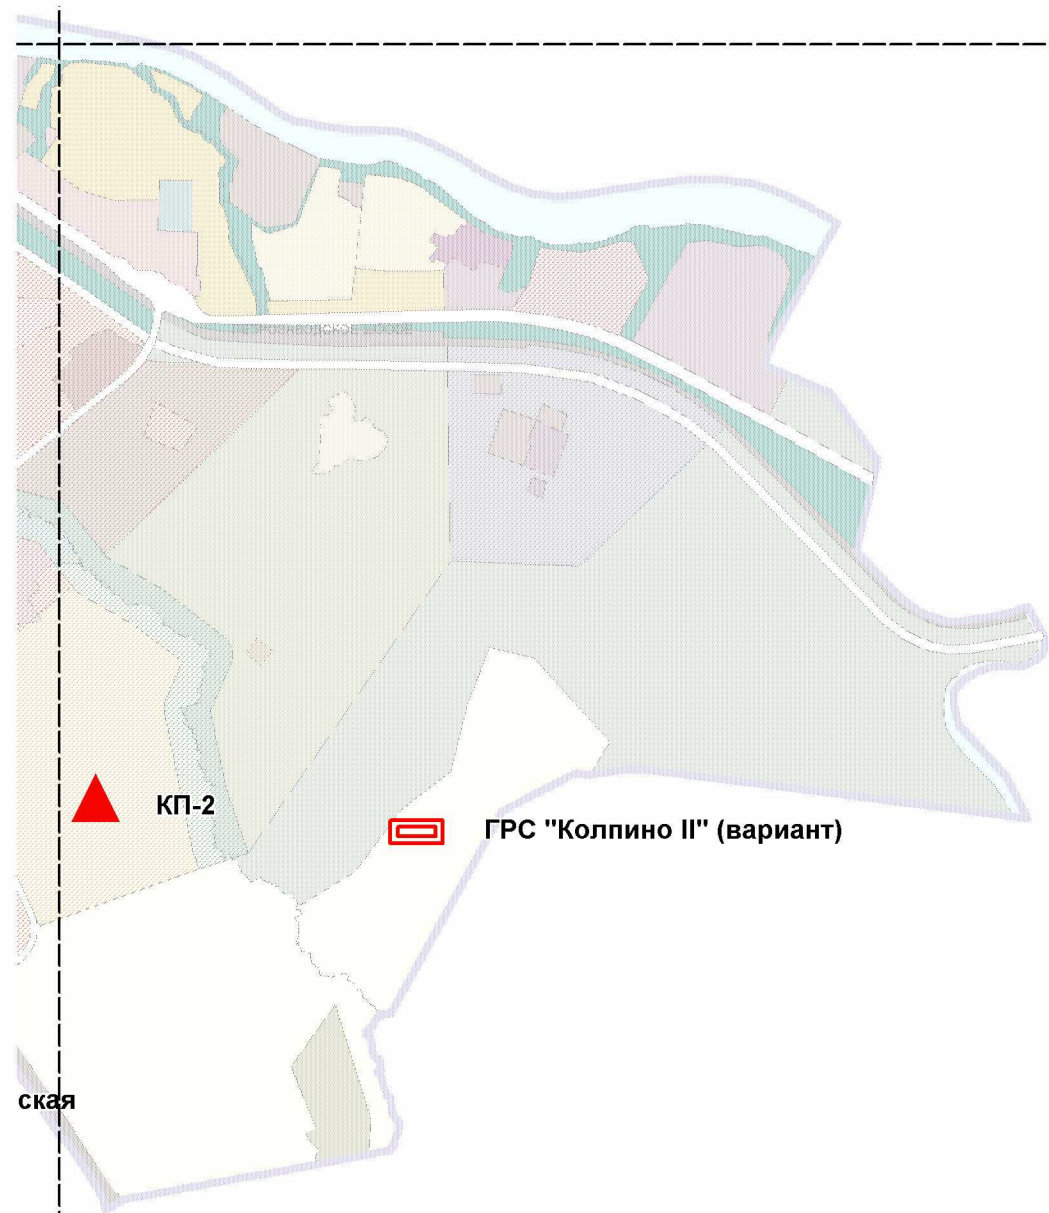


ская



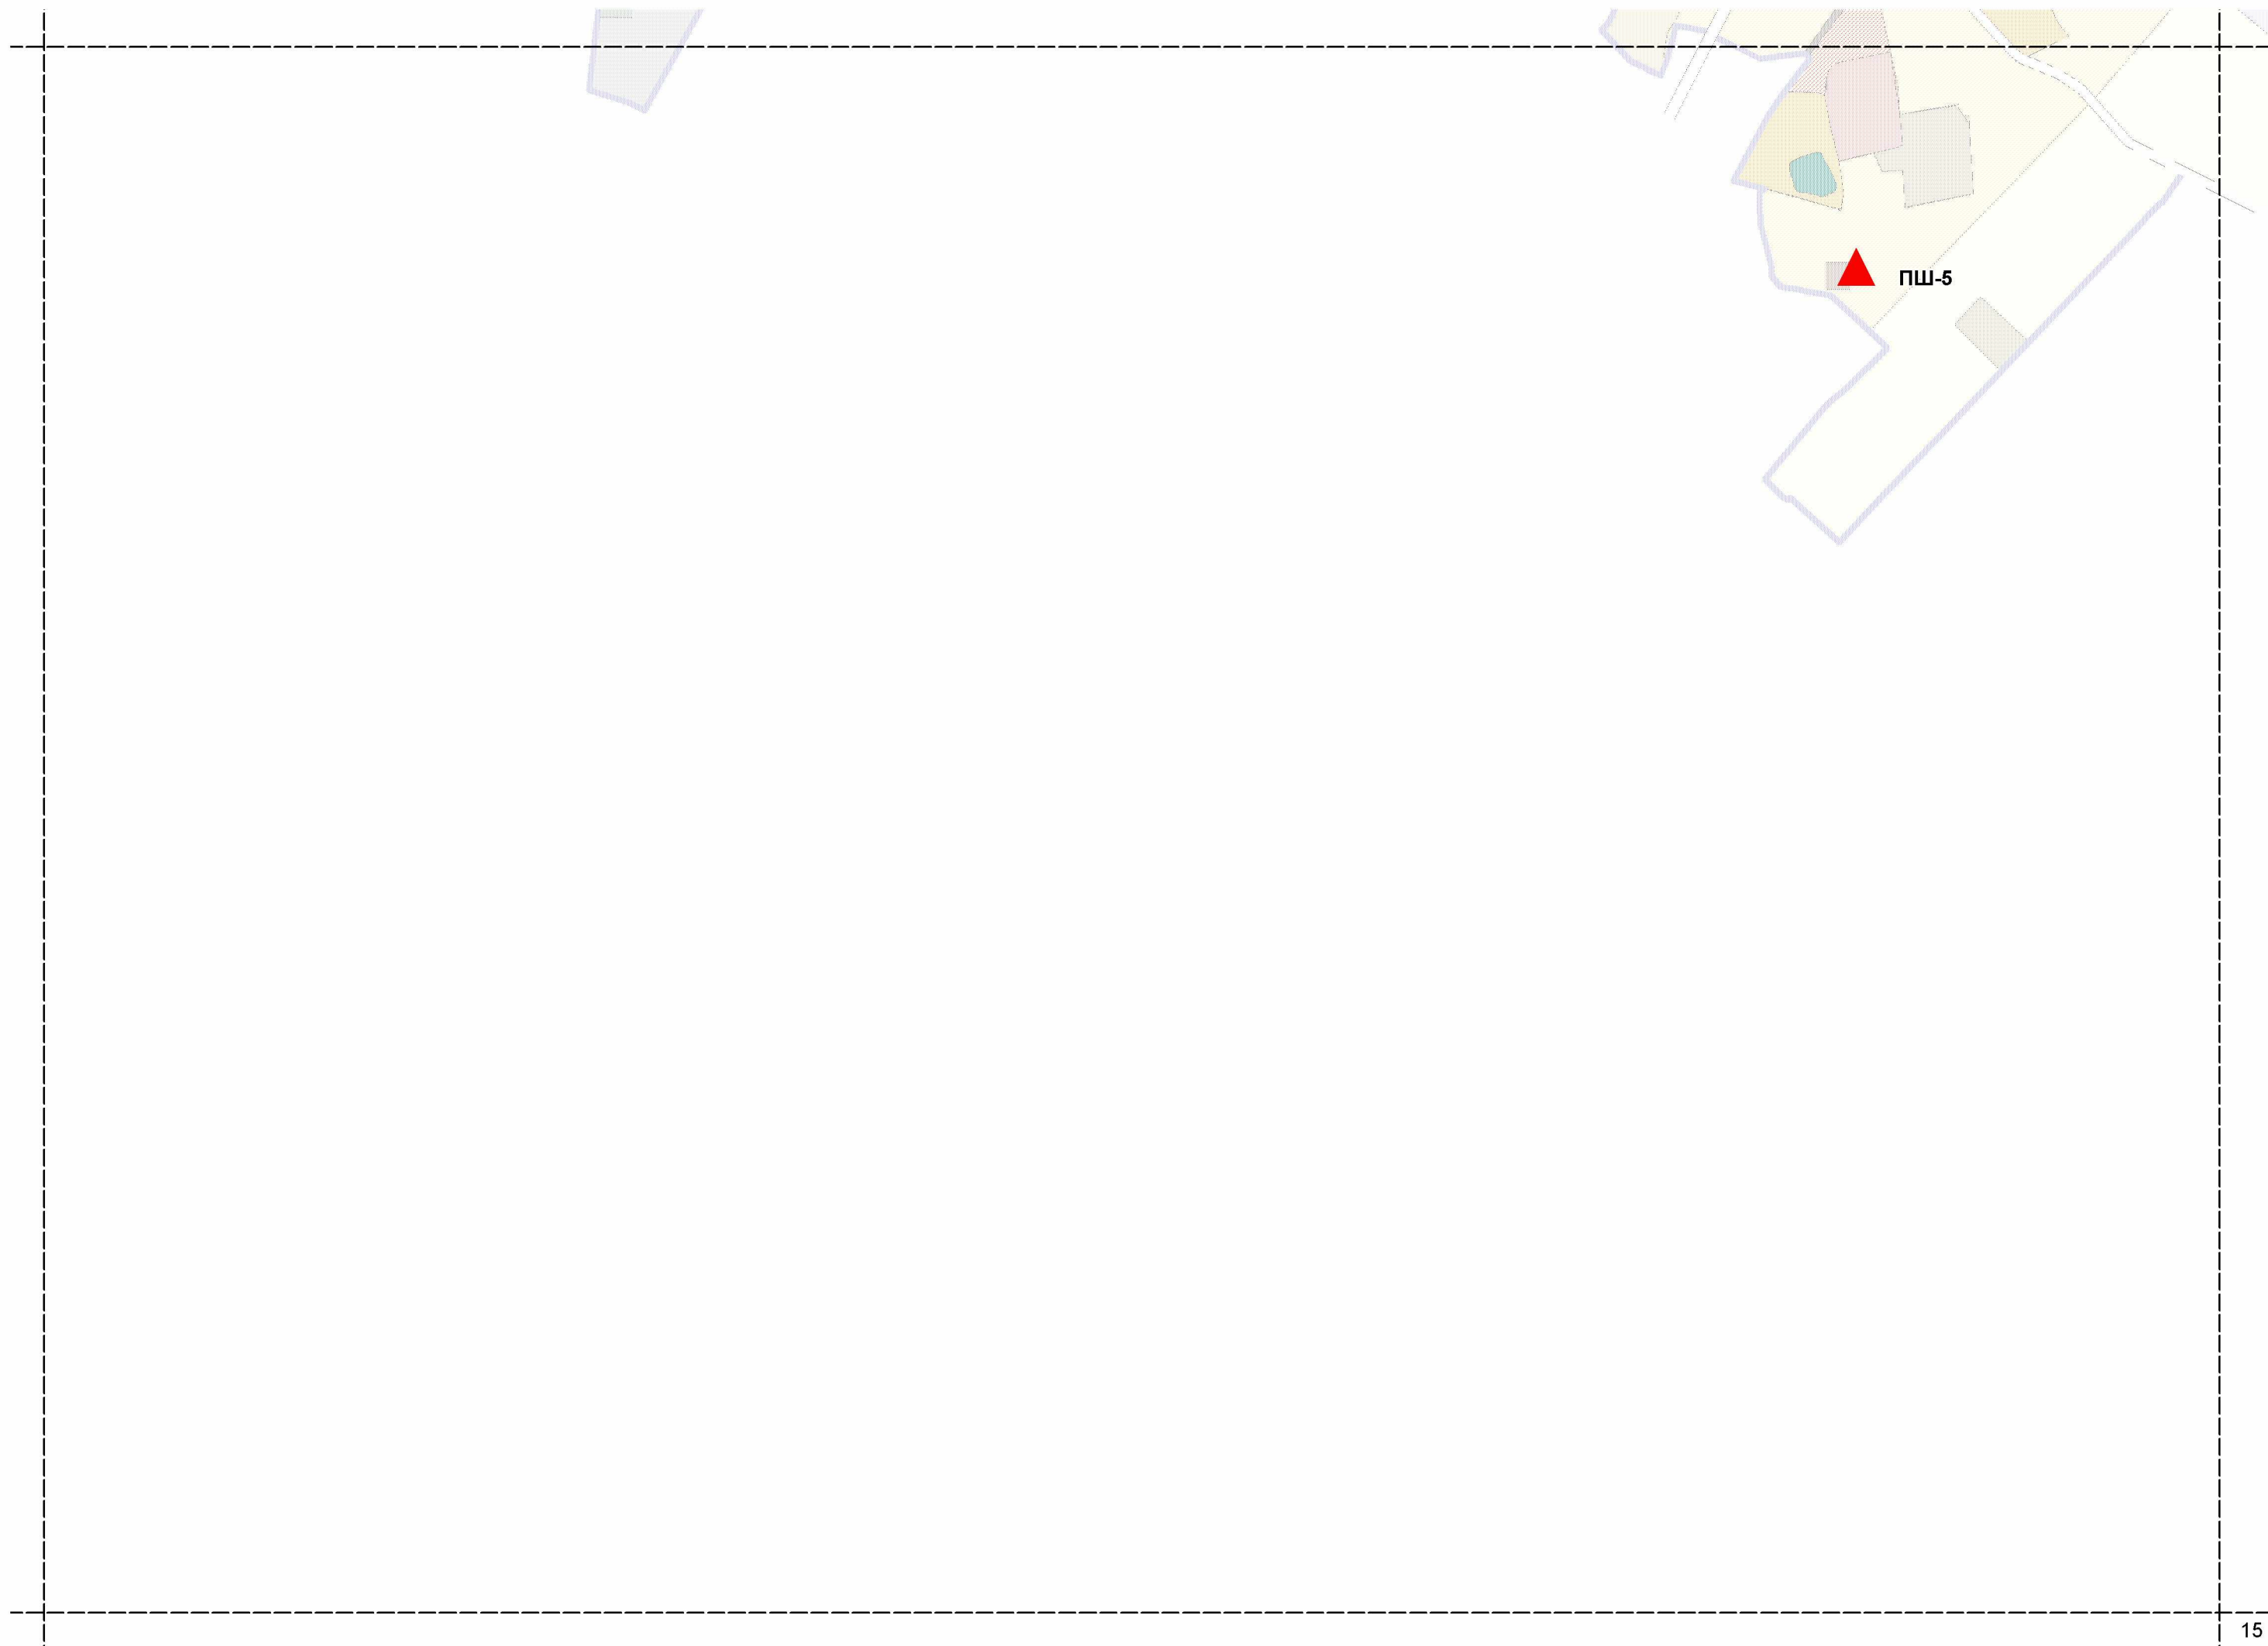



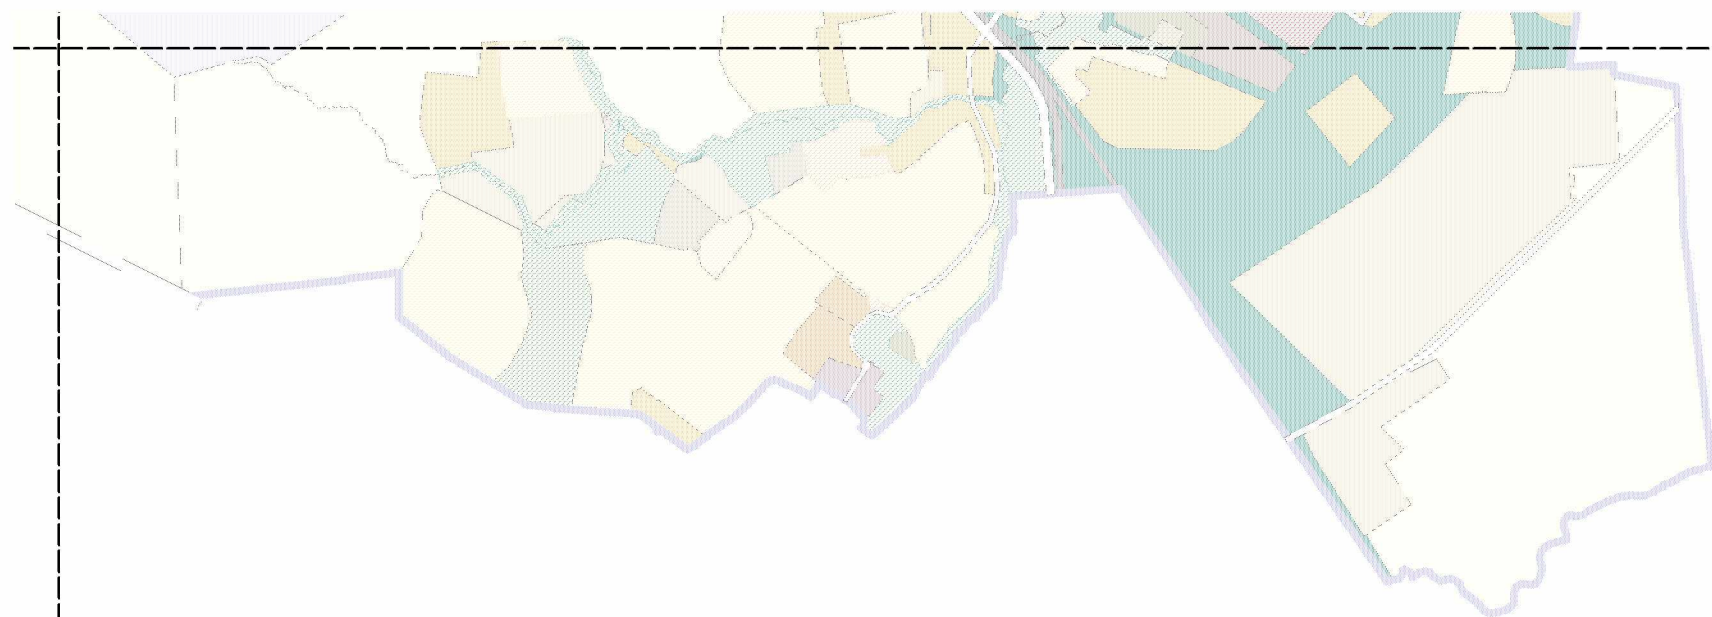

 ГРС "Федоровское"